
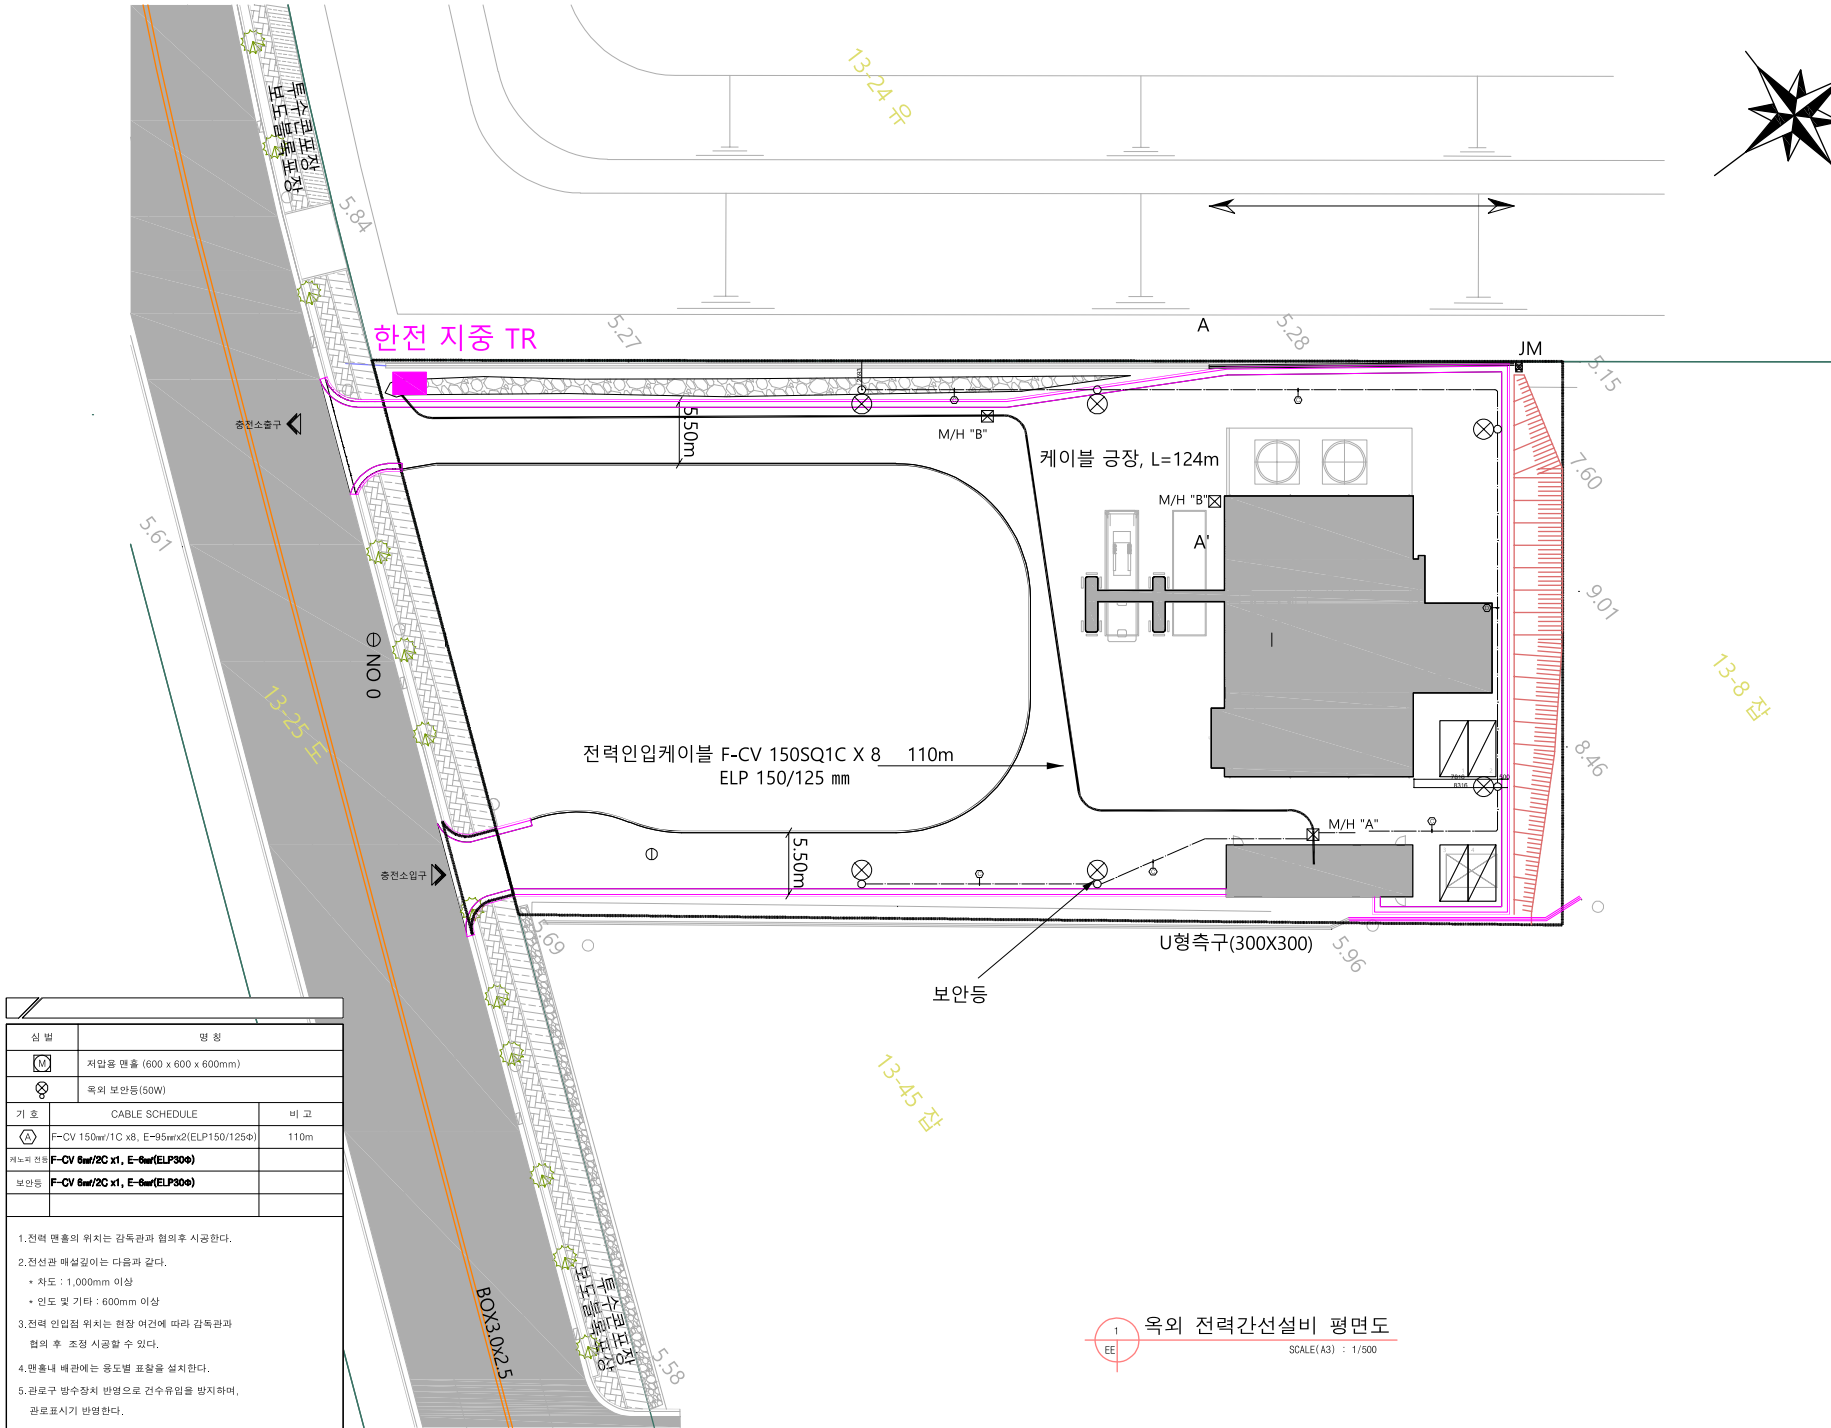


전력 인입 경과지
변경

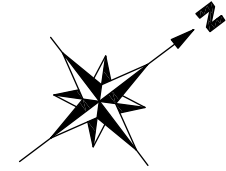

심 법	명 칭	
	지입용 맨홀 (600 x 600 x 600mm)	
	독외 보안등(50W)	
기 호	CABLE SCHEDULE	비 고
	F-CV 150sq/1C x8, E-95mmx2(ELP150/125Φ)	110m
케이블 전선	F-CV 6sq/2C x1, E-6sq(ELP30Φ)	
보안등	F-CV 6sq/2C x1, E-6sq(ELP30Φ)	

1. 전력 맨홀의 위치는 감독관과 협의 후 시공한다.
2. 전선관 매설길이는 다음과 같다.
 - 차도 : 1,000mm 이상
 - 인도 및 기타 : 600mm 이상
3. 전력 인입점 위치는 현장 여건에 따라 감독관과 협의 후 조정 시공할 수 있다.
4. 맨홀내 배관에는 용도별 표찰을 설치한다.
5. 관로구 발수장치 반영으로 건수유임을 방지하며, 관로표시기 반영한다.

옥외 전력간선설비 평면도
SCALE(A3) : 1/500

No.	Revision	Date
서울 영등포 제 541 호 이로 건축사사무소 Tel : 02-335-1740 Fax : 02-335-1743 e-mail : isearch@gmail.com		
Project 인천 송도 복합수소충전소 설치공사		
Drawing Title 옥외 전력간선설비 평면도		
Approval	Project No.	2106
Check	Date	2021. 10.
Drawing	File Name	
Scale		
Drawing No.	EE - 003	