

SK Plug Hyverse

에스케이플러그하이버스(주)

ARCHITECT

한국종합기술
Korea Engineering Consultants Corp.

ARCHITECT

WOOH
WOOH Architects & Engineering Co., Ltd.
T 82.2.22.1750 F 82.2.22.9501 W www.wooharchi.com

NOTES

△				
△				
△				
△				

26.02.05	AS-BUILT	HM	HEO	HM	HEO	BAE
REV.	DATE	DESCRIPTION	DRN	CHK	APP	

PROJECT TITLE
SK Plug Hyverse 역회수소충전소 구축공사
NO.

DRAWING TITLE
사업 계획평면도

CHECKED BY / DATE
APPROVED BY / DATE

PROJECT ARCHITECT
PROJECT MANAGER

ENGINEER
DRAWN BY / DATE

SCALE
A1 : 1/200 A3 : 1/400

DRAWING NO.
REV.

송도-C1-102 F

유수지

충전소출구

송도국제대로 25m 도로

충전소입구

경사물량표

기 호	명 칭	규 격	수 량	단 위	비 고
←	우수관	D400mm	110.70	m	PE이중벽관
←	오수관	D100mm	20.60	m	PVC이중벽관
—	상수관	D16mm	1	m	PE수도관
—	TRENCH	300x300	15.00	m	
—	아스콘포장	T=150mm	1,400.00	m ²	
—	콘크리트포장	T=200mm	85.00	m ²	
—	보차도경계석	200x250	2.30	m	L형측구

EL -400
F,H=5.80

신설 우수관=2 (D400mm)

EL -100
F,H=6.10

NO 0

NO 1

NO 2

NO 3

NO 4

NO 5

NO 5+6

EL -400
F,H=5.80

신설 우수관-1 (D400mm)

EL -100
F,H=6.10

기존건축물 증축 사무동

기존건축물 사무동

하부 청화조 (기존)

사업 계획평면도

Scale : 1/400

에스케이플러그하이버스(주)

ARCHITECT



한국종합기술
Korea Engineering Consultants Corp.

ARCHITECT

WOO HO Architects & Engineering Co., Ltd.
T 82,26225,9500 F 82,26225,9501 W www.woohoeng.com

NOTES

△					
△					
△					
△					

	26.02.05	AS-BUILT	HM	HEC	HM	HEC	Y	BAE
REV.	DATE	DESCRIPTION	DRN	CHK	APP			

PROJECT TITLE
SK Plug Hyverse 액화수소충전소 구축공사
NO.


DRAWING TITLE
우수 계획평면도

CHECKED BY/ DATE	APPROVED BY / DATE
-	-

PROJECT ARCHITECT -	PROJECT MANAGER -
ENGINEER -	DRAWN BY / DATE -

SCALE	A1 : 1/200	A3 : 1/400
-------	------------	------------

DRAWING NO.	REV.
송도-C1-103	F

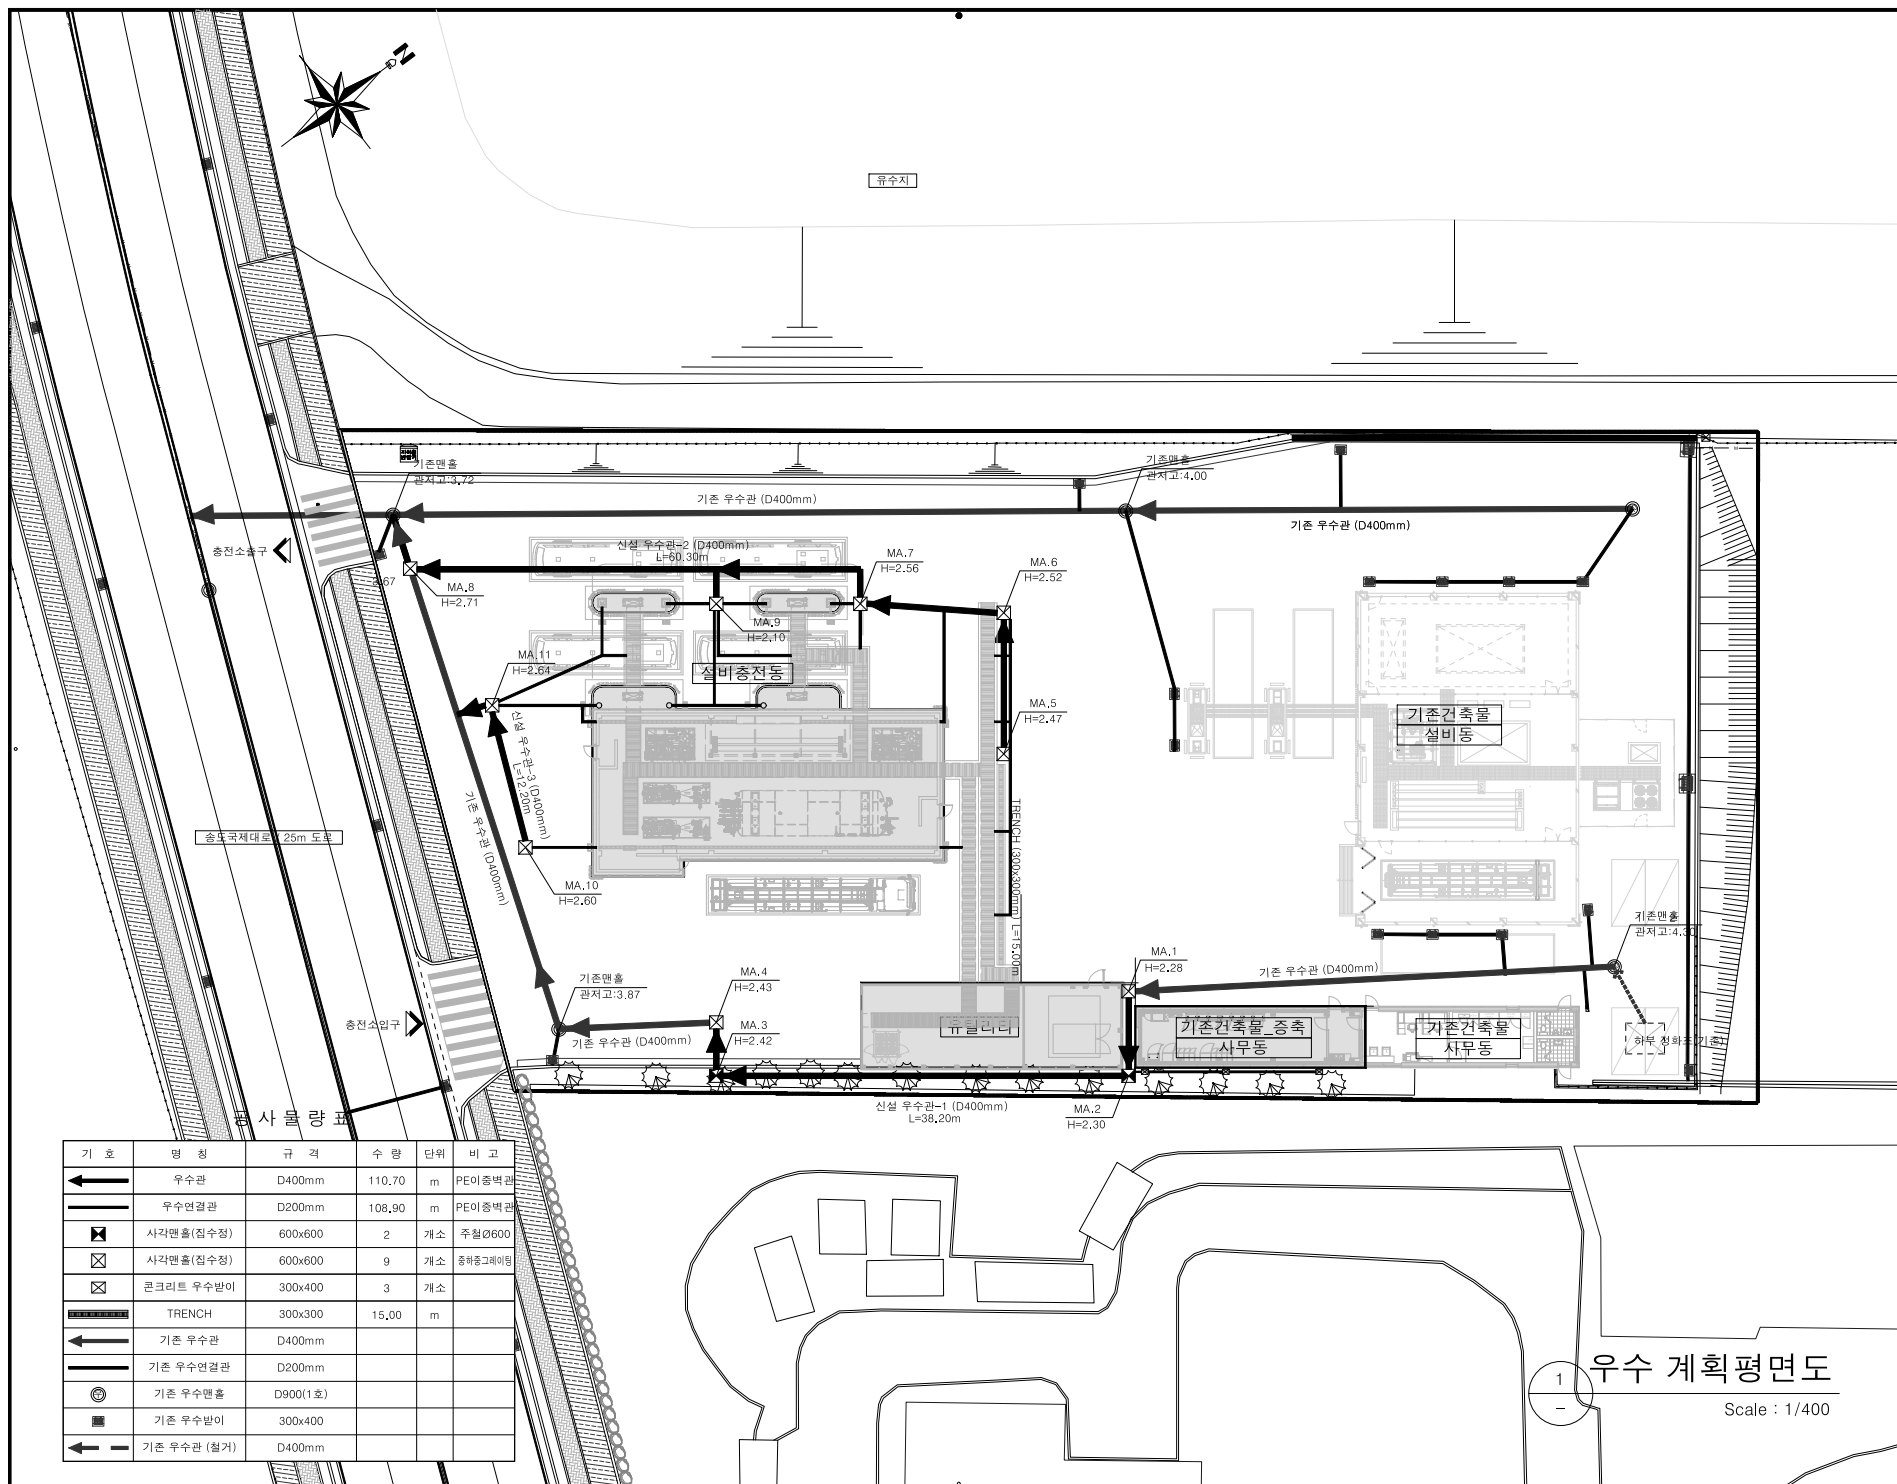

SK Plug Hyverse

에스케이 플러그하이버스(주)

ARCHITECT

한국종합기술
Korea Engineering Consultants Corp.

ARCHITECT

woohO
WOOH Architects & Engineering Co., Ltd.
T 82.2.225.9501 F 82.2.225.9501 W www.wooharcht.com

NOTES

△					
△					
△					
△					

26.02.05	AS-BUILT	HM	HEO	HM	HEO	BAE
REV.	DATE	DESCRIPTION	DRN	CHK	APP	

PROJECT TITLE
SK Plug Hyverse 역회수소충전소 구축공사

DRAWING TITLE
오수 계획평면도

CHECKED BY/ DATE

APPROVED BY / DATE

PROJECT ARCHITECT

PROJECT MANAGER

ENGINEER

DRAWN BY / DATE

SCALE

A1 : 1/200 A3 : 1/400

DRAWING NO.

REV.

송도-C1-104 F

유수지

충전소출구


송도국제대교 25m 도로

충전소입구

공사물량표

기 호	명 칭	규 격	수 량	단 위	비 고
←	오수관	D100mm	20,60	m	PVC이중벽관
	90°엘보	D100mm	2	개소	PVC이중벽관

* "상세A" (D100 x 90°) : 2개소

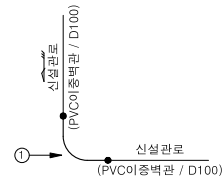

구 분	번호	명 칭	규 격	단 위	수 량	구 분	번호	명 칭	규 격	단 위	수 량
자재	1	엘보	D100x90°	EA	2	합	1	PVC관 접합	D100	EA	4
							2	PVC관 절단	D100	EA	2

기존건축물
설비동

유발라

기존건축물 증축
사무동

기존건축물
사무동

기
상세A"

하부 청화조기

상세A"

신설 오수관 (D100mm) L=20.60m

1
오수 계획평면도

Scale : 1/400

SK Plug Hyverse

에스케이 플러그하이버스(주)

ARCHITECT

한국종합기술
Korea Engineering Consultants Corp.

ARCHITECT

woohO
WOOH Architects & Engineering Co., Ltd.
T 82.2.22.1750 F 82.2.22.9501 W www.woohohy.com

NOTES

26.02.05	AS-BUILT	HM	HEO	HM	HEO	BAE
REV.	DATE	DESCRIPTION	DRN	CHK	APP	

PROJECT TITLE
SK Plug Hyverse 역회수소충전소 구축공사


DRAWING TITLE
상수 계획평면도

CHECKED BY / DATE	APPROVED BY / DATE
-	-


PROJECT ARCHITECT	PROJECT MANAGER
-	-

ENGINEER	DRAWN BY / DATE
-	-

SCALE	A1 : 1/200	A3 : 1/400
DRAWING NO.	송도-C1-105	REV. F

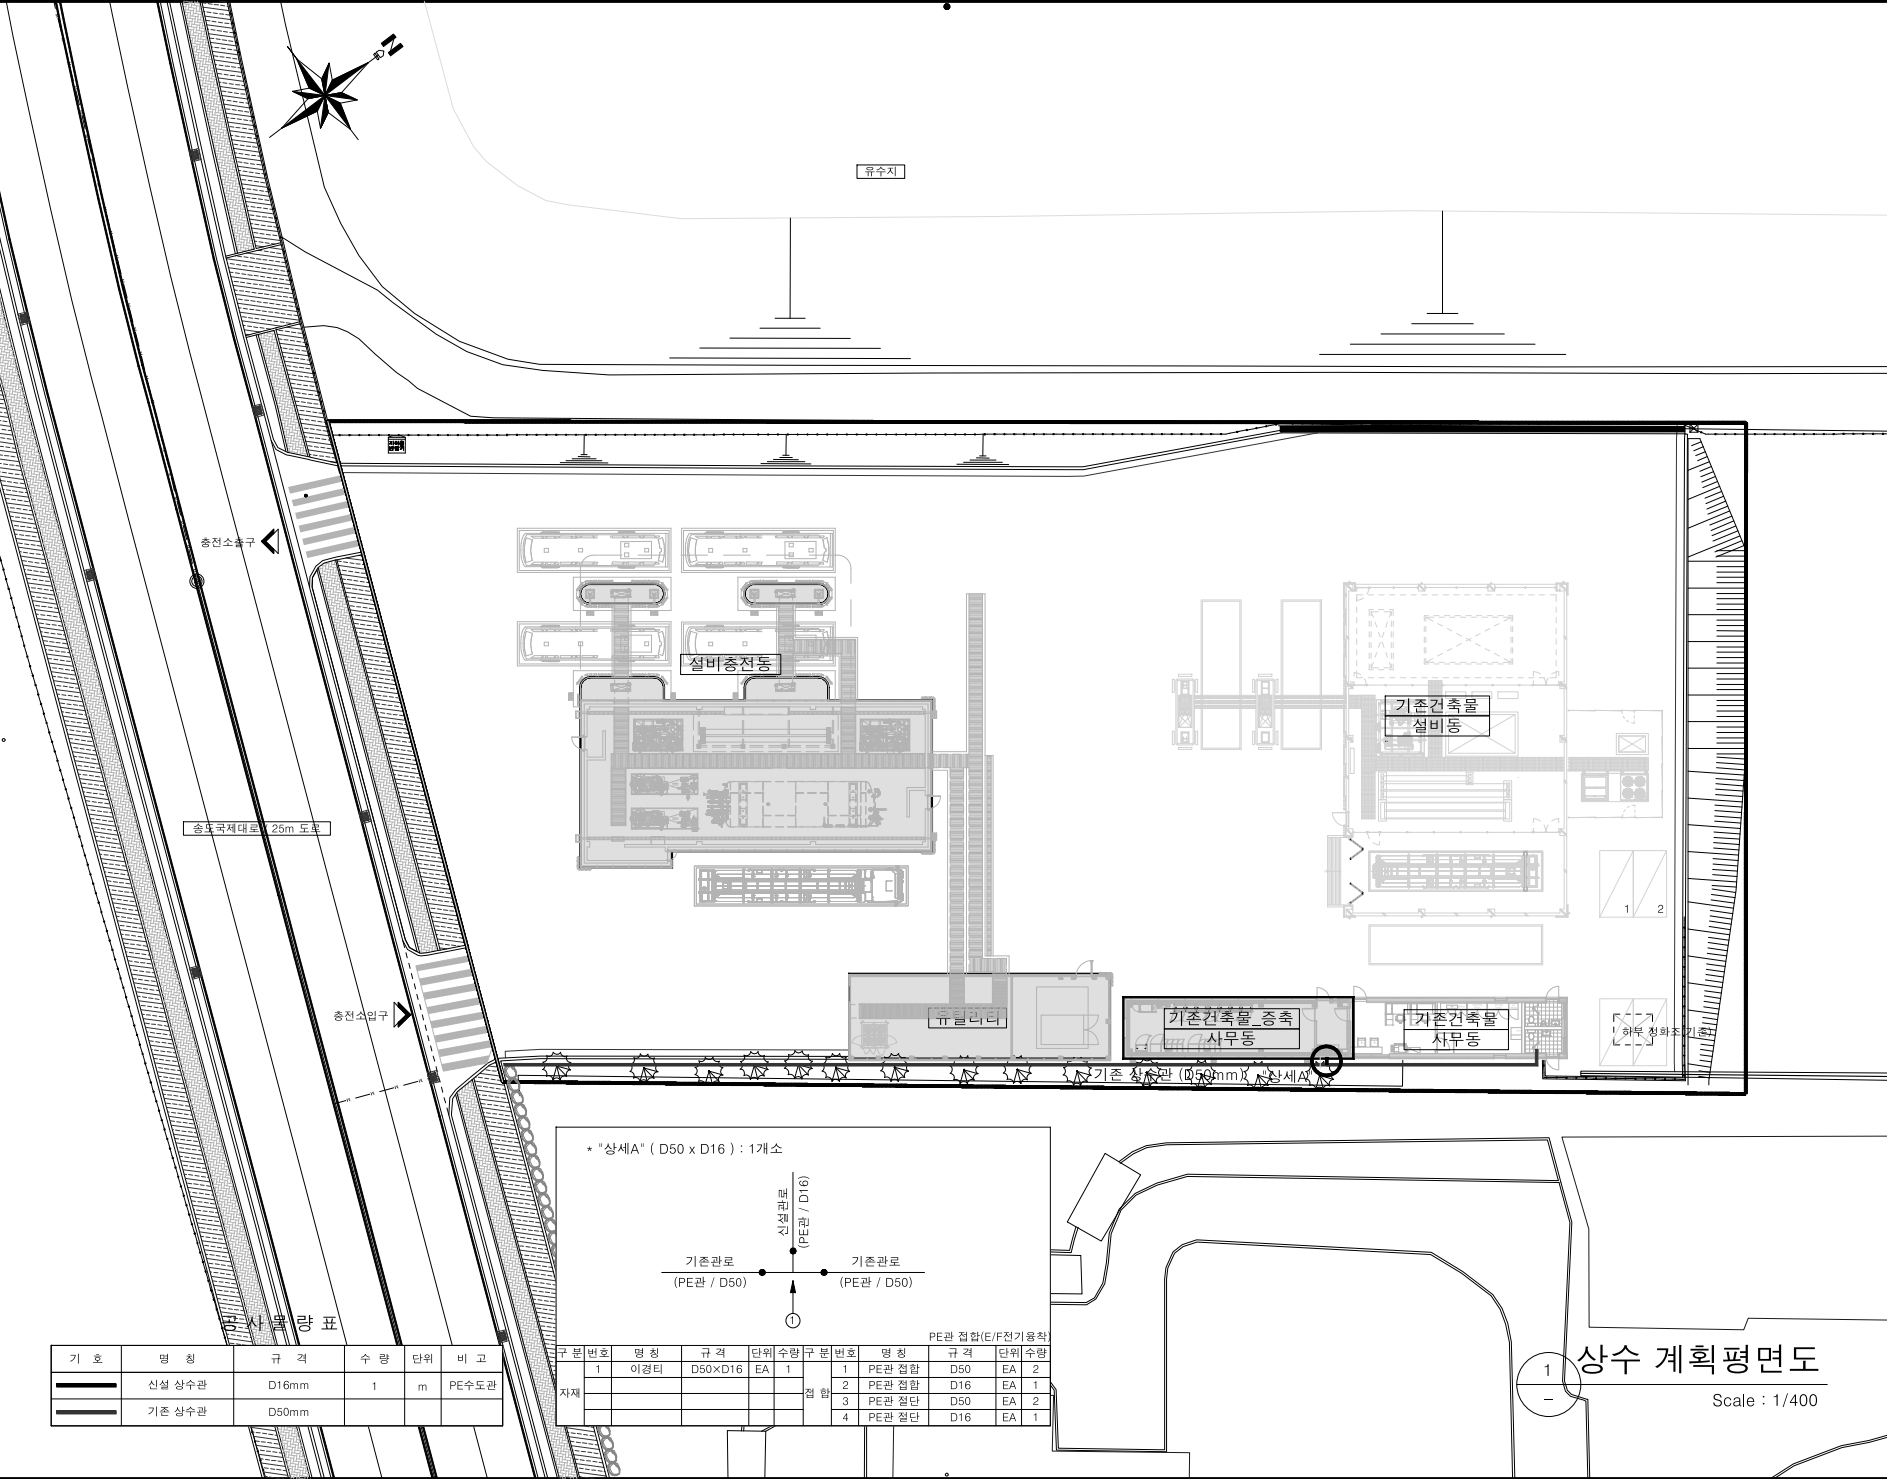

* "상세A" (D50 x D16) : 1개소

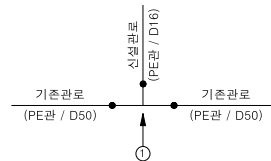

PE관 접합(E/F전기용착)

기 호	명 칭	규 격	수 량	단 위	비 고
—	신설 상수관	D16mm	1	m	PE수도관
—	기존 상수관	D50mm			

구 분	번호	명 칭	규 격	단 위	수량	구 분	번호	명 칭	규 격	단 위	수량
자재	1	이경티	D50xD16	EA	1	접 합	1	PE관 접합	D50	EA	2
							2	PE관 접합	D16	EA	1
							3	PE관 절단	D50	EA	2
							4	PE관 절단	D16	EA	1

1
-
상수 계획평면도
Scale : 1/400