



재활용품 반입구

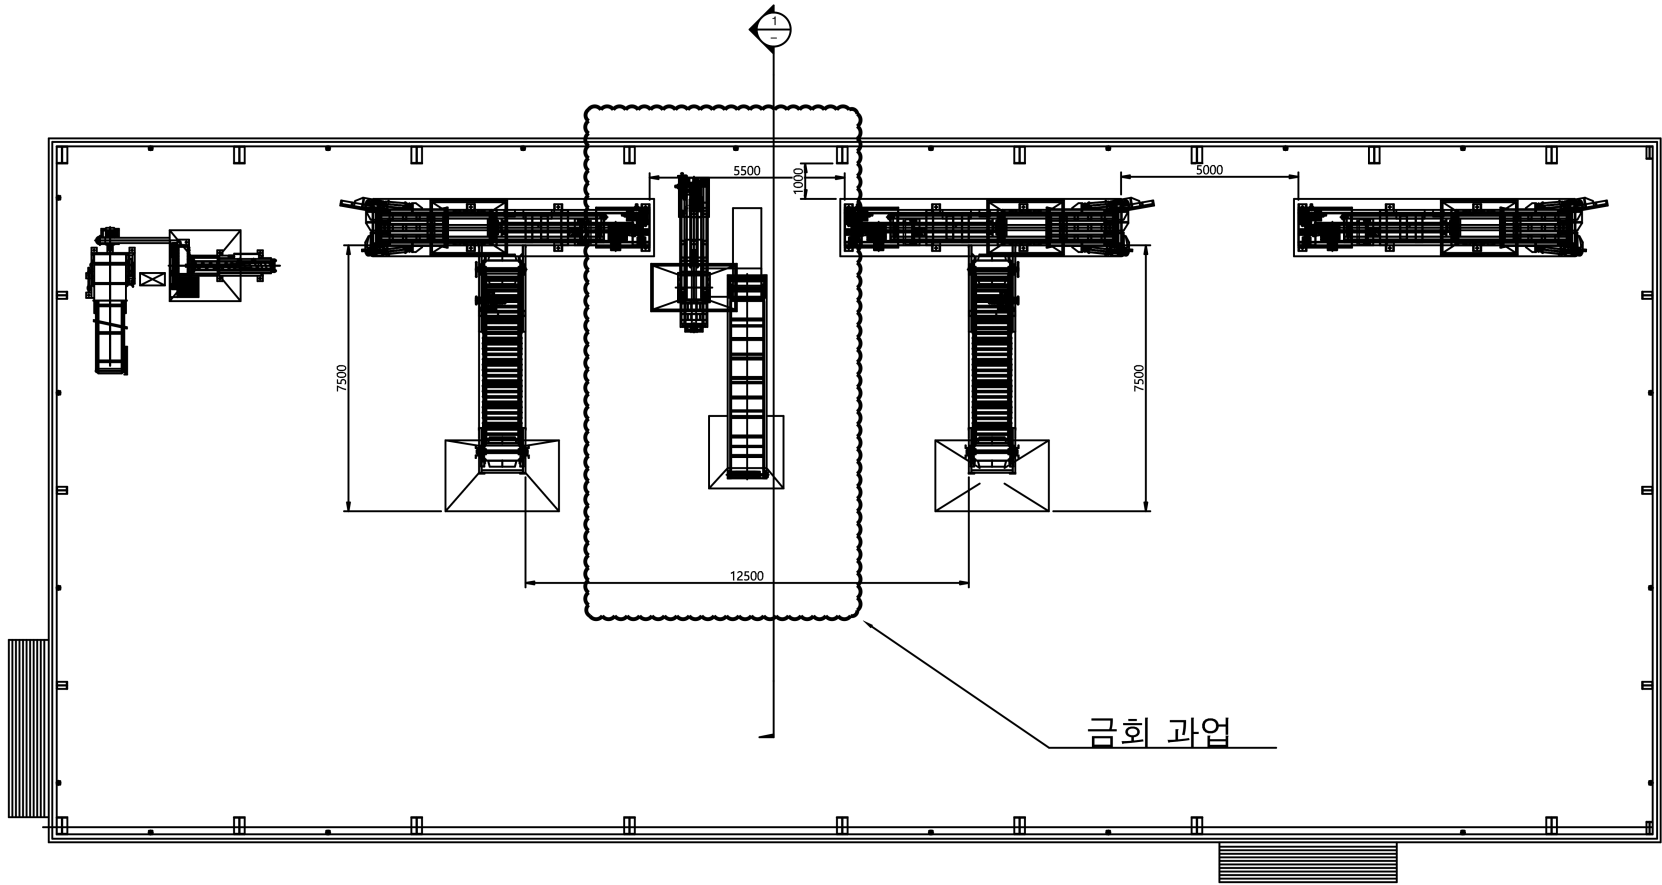

금회 과업

재활용품 반입구

배치 평면도

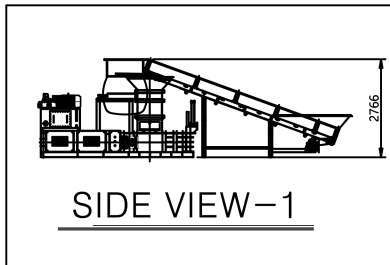

SIDE VIEW-1

NOTE

본 배치는 참고용 도면으로 기기의 형상 및 치수는 제작업체 상세설계에 따라 변경될 수 있음.

△					
△					
△					
△					
NO	DATE	REVISION DESCRIPTION	DRAWN	REVIEWED	APPROVED
PROJECT : 영동군자원순환센터 재활용품(캔) 압축기 교체사업					
시 행 처 : 영동군					
제 작 사 :					
TITLE 영동군자원순환센터 재활용품(캔) 압축기 교체사업 배치도					
SCALE		WORK NO	ITEM NO	REF. DWG NO	
1:75			-		
DRAWN	REVIEWED	APPROVED	DRAWING NO		REV
					1