

 


주식회사 서원 엠.이.씨
Seowon Mechanical Electric Construction
서울시 송파구 송파대로 201, A동 708호
(문정동, 송파테라타워2)
TEL . 02-420-1093~6
FAX . 02-420-1097


PROJECT TITLE
공 사 명

성보고등학교
게시시설 설치공사


ARCH.DESIGNED BY 건축설계	
STRUC.DESIGNED BY 구조설계	
ELEC.DESIGNED BY 전기설계	
MECH.DESIGNED BY 기계설계	
DRAWING BY 재도	
CHEKED BY 기사	
APPROVED BY 승인	
SCALE 일자	1 / NONE (A1) 1 / NONE (A3)
DATE 축척	2026. 09.
NAME OF DRAWING 도면명	우정관 게시시설 설치 상세도
DRAWING NO. 도면번호	EP - 107
SHEET NO. 일련번호	
NAME OF FILES 와일명	




평면도

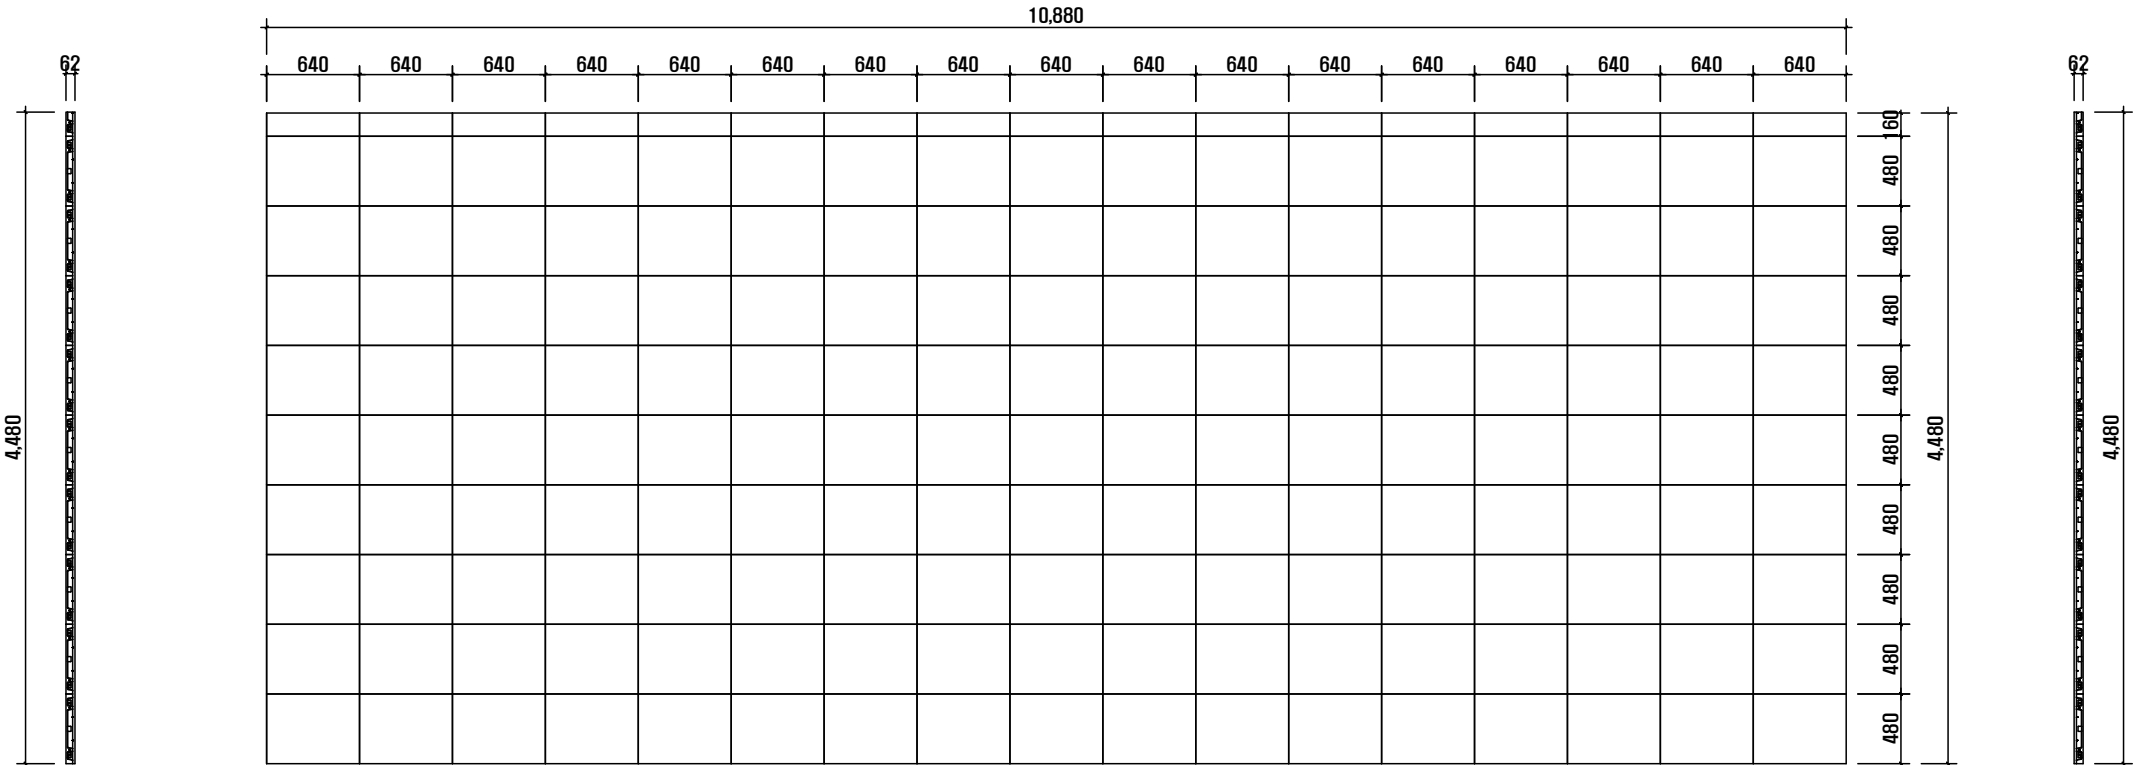

정면도

 

측면도

 

측면도

NOTE	
LED Display Size (W·H)	10,880 · 4,480 mm
Cabinet Size (W·H)	640 · 480 (17 · 9) = 153ea
	640 · 160 (17 · 1) = 17ea



우정관 게시시설 설치 상세도

SCALE(A1) : 1/NONE
SCALE(A3) : 1/NONE


주식회사 서원엠이씨
전문설계업1종제서울E-2-412호
건축전기설비기술사 김 병 준



주식회사 서원 엠.이.씨
Seowon Mechanical Electric Construction
서울시 송파구 송파대로 201, A동 708호
(문정동, 송파테라타워2)
TEL . 02-420-1093~6
FAX . 02-420-1097

PROJECT TITLE
공 사 명

성보고등학교
게시시설 설치공사

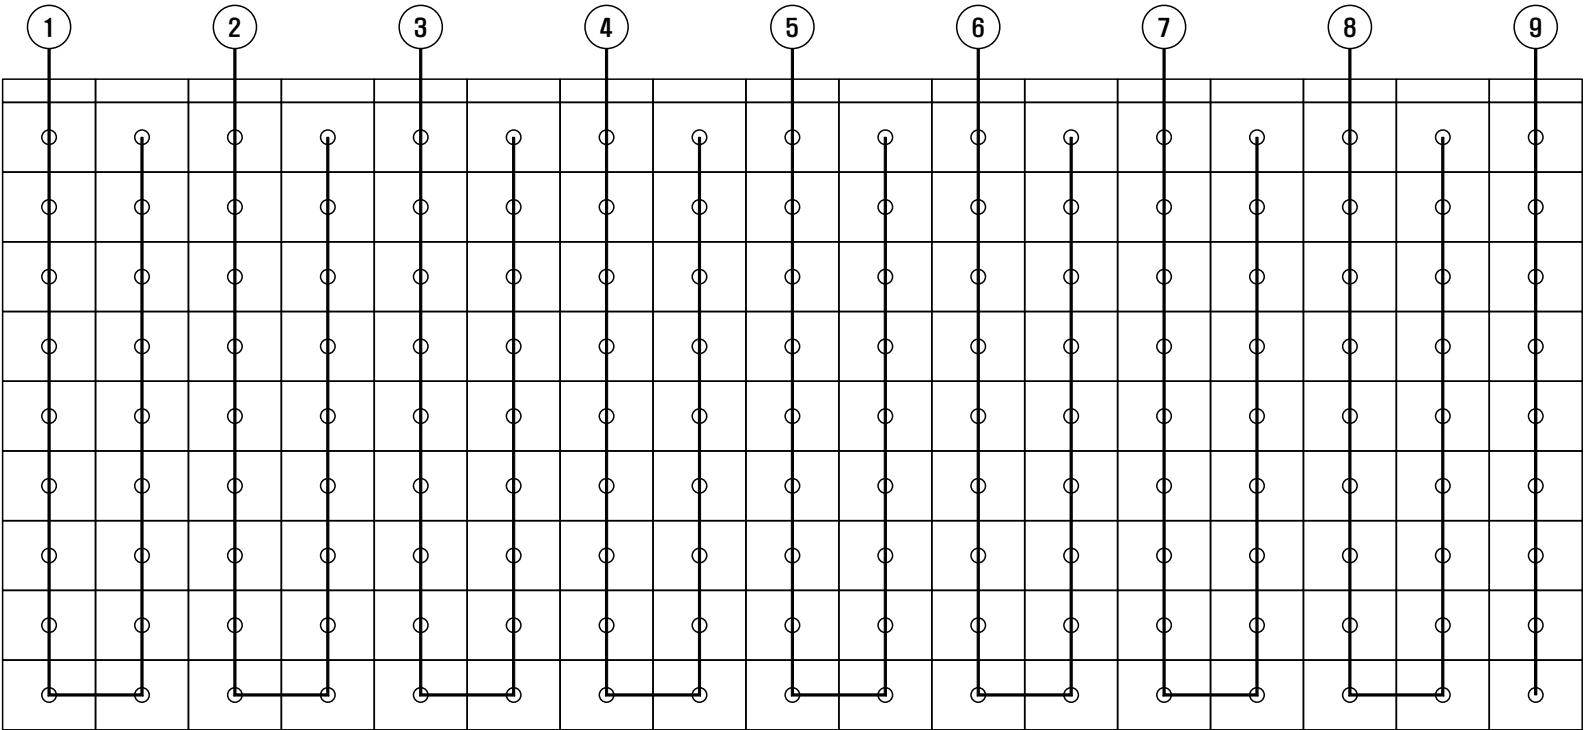

NOTE	
총 전기용량	200W x 153 = 30,600W
Power Line	F-CV 1-3C/4sq (9회로)

NOTE	
Data Line	UTP CAT.6 0.5mm/4P x 9회로



우정관 게시시설 구성도
SCALE(A1) : 1/NONE
SCALE(A3) : 1/NONE

주식회사 서원엠이씨
전문설계업1종제서울E-2-412호
건축전기설비기술사 김 병 준

ARCH.DESIGNED BY 건축 설계	
STRU.DESIGNED BY 구조 설계	
ELEC.DESIGNED BY 전기 설계	
MECH.DESIGNED BY 기계 설계	
DRAWING BY 재 도	
CHECKED BY 기 사	
APPROVED BY 승 인	
SCALE 일 자	1 / NONE (A1) 1 / NONE (A3)
DATE 축 혁	2026. 09.
NAME OF DRAWING 도 면 명	
우정관 게시시설 구성도	
DRAWING NO. 도 면 번 호	EP - 108
SHEET NO. 일 련 번 호	
NAME OF FILES 와 일 명	



주식회사 서원 엠.이.씨
Seowon Mechanical Electric Construction
서울시 송파구 송파대로 201, A동 708호
(문정동, 송파테라타워2)
TEL . 02-420-1093~6
FAX . 02-420-1097

PROJECT TITLE
공 사 명

성보고등학교
계시시설 설치공사

ARCH.DESIGNED BY
건축 설계

STRUC.DESIGNED BY
구조 설계

ELEC.DESIGNED BY
전기 설계

MECH.DESIGNED BY
기계 설계

DRAWING BY
재 도

CHECKED BY
기 사

APPROVED BY
승 인

SCALE
일 자 1 / NONE (A1)
1 / NONE (A3)

DATE
축척 2026. 09.


NAME OF DRAWING
도 면 명

우정관 계시시설 설치도

DRAWING NO.
도 면 번 호 EP - 109

SHEET NO.
일련번호

NAME OF FILES
와 일 명

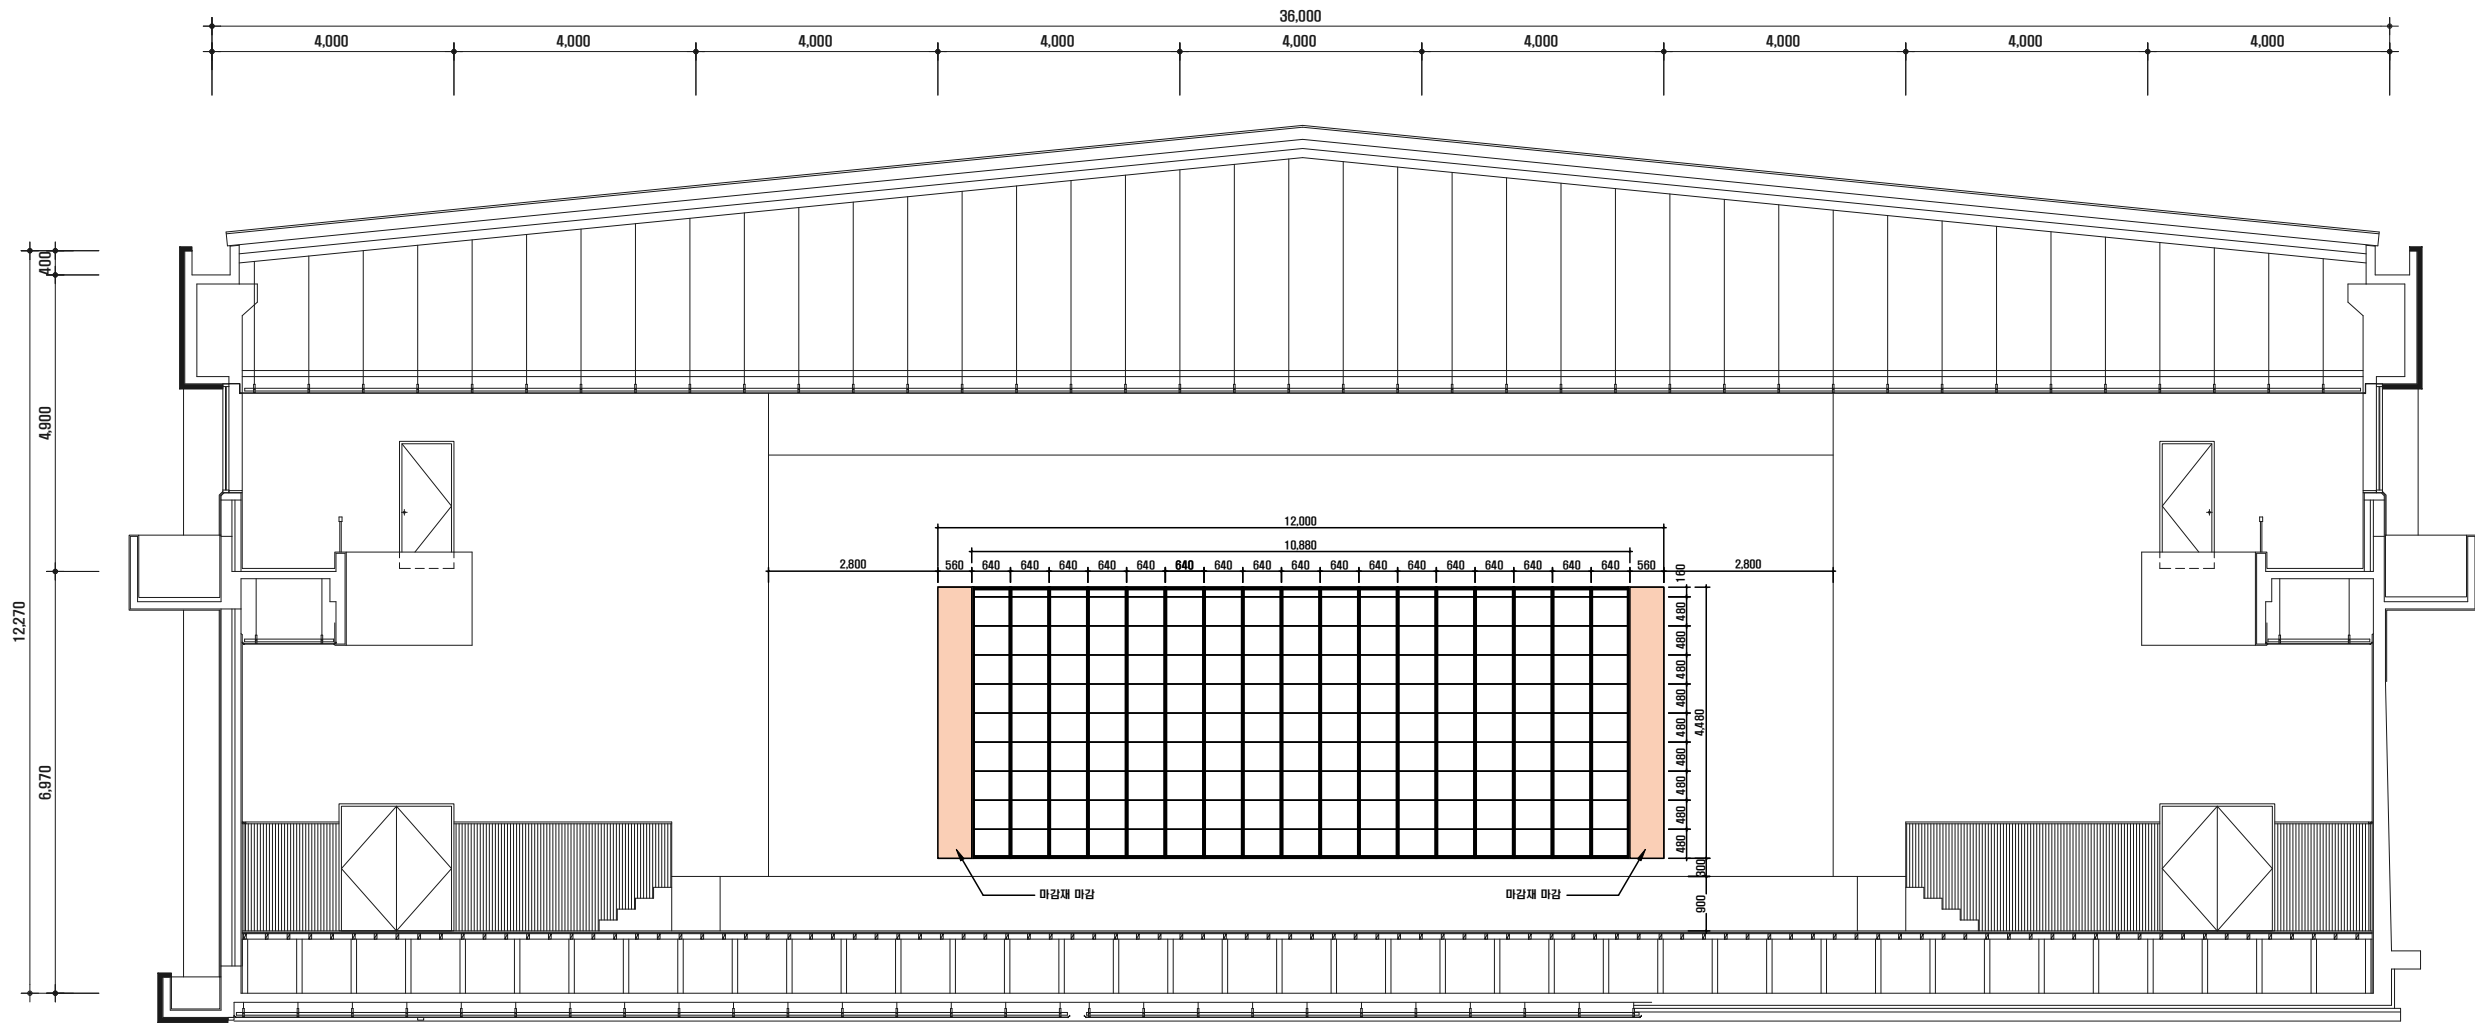

우정관 계시시설 설치도
SCALE(A1) : 1/NONE
SCALE(A3) : 1/NONE


주식회사 서원엠이씨
전문설계업1종제서울E-2-412호
건축전기설비기술사 김 병 준




주식회사 서원 엠.이.씨
Seowon Mechanical Electric Construction
서울시 송파구 송파대로 201, A동 708호
(문정동, 송파테라타워2)
TEL . 02-420-1093~6
FAX . 02-420-1097

PROJECT TITLE
공 사 명

성보고등학교
게시시설 설치공사

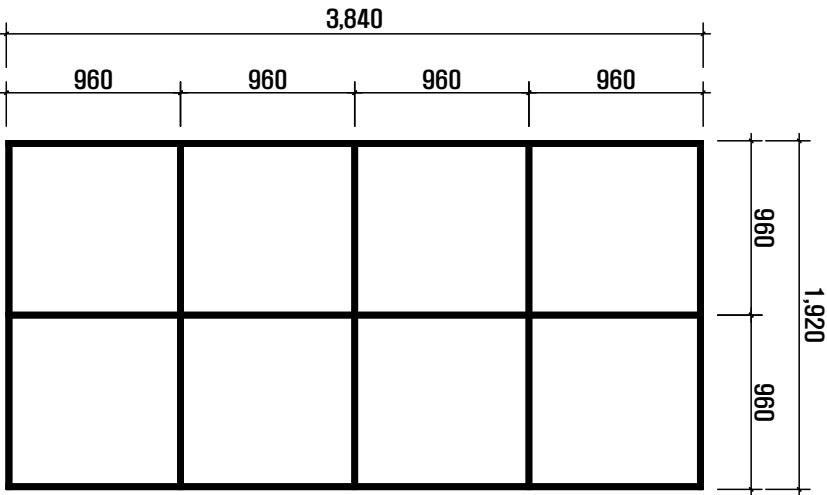

정면도

 

측면도

NOTE

LED Diplay Size (W·H)	3,840 × 1,920 mm
Cabinet Size (W·H)	960 × 960 (4 × 2) = 8ea



호림관 게시시설 설치 상세도

SCALE(A1) : 1/NONE
SCALE(A3) : 1/NONE

주식회사 서원엠이씨	
전문설계업1종제서울E-2-412호	
건축전기설비기술사 김 병 준	

ARCH.DESIGNED BY 건축설계	
STRU.DESIGNED BY 구조설계	
ELEC.DESIGNED BY 전기설계	
MECH.DESIGNED BY 기계설계	
DRAWING BY 재도	
CHEKED BY 기사	
APPROVED BY 승인	
SCALE 일자	1 / NONE (A1) 1 / NONE (A3)
DATE 축척	2026. 09.
NAME OF DRAWING 도면명	호림관 게시시설 설치 상세도
DRAWING NO. 도면번호	EP - 303
SHEET NO. 일련번호	
NAME OF FILES 파일명	




주식회사 서원 엠.이.씨
Seowon Mechanical Electric Construction
서울시 송파구 송파대로 201, A동 708호
(문정동, 송파테라타워2)
TEL . 02-420-1093~6
FAX . 02-420-1097

PROJECT TITLE
공 사 명

성보고등학교
게시시설 설치공사

ARCH.DESIGNED BY 건축 설계	
STRU.DESIGNED BY 구조 설계	
ELEC.DESIGNED BY 전기 설계	
MECH.DESIGNED BY 기계 설계	
DRAWING BY 재 도	
CHEKED BY 기 사	
APPROVED BY 승 인	
SCALE 일 자	1 / NONE (A1) 1 / NONE (A3)
DATE 축 혁	2026. 09.
NAME OF DRAWING 도 면 명	호림관 게시시설 구성도
DRAWING NO. 도 면 번 호	EP - 304
SHEET NO. 일 련 번 호	
NAME OF FILES 와 일 명	

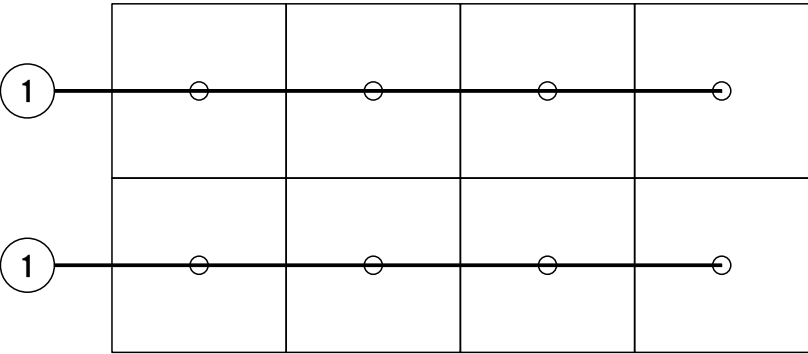

NOTE	
총 전기용량	900W x 8 = 7,200W
Power Line	F-CV 1-3C/4sq x (2회로)

NOTE	
Data Line	UTP CAT.6 0.5mm/4P x (2회로)



호림관 게시시설 구성도
SCALE(A1) : 1/NONE
SCALE(A3) : 1/NONE


주식회사 서원엠이씨
전문설계업1종제서울E-2-412호
건축전기설비기술사 김 병 준



주식회사 서원 엠.이.씨
Seowon Mechanical Electric Construction
서울시 송파구 송파대로 201, A동 708호
(문정동, 송파테라타워2)
TEL . 02-420-1093~6
FAX . 02-420-1097

PROJECT TITLE
공 사 명

성보고등학교
계시시설 설치공사

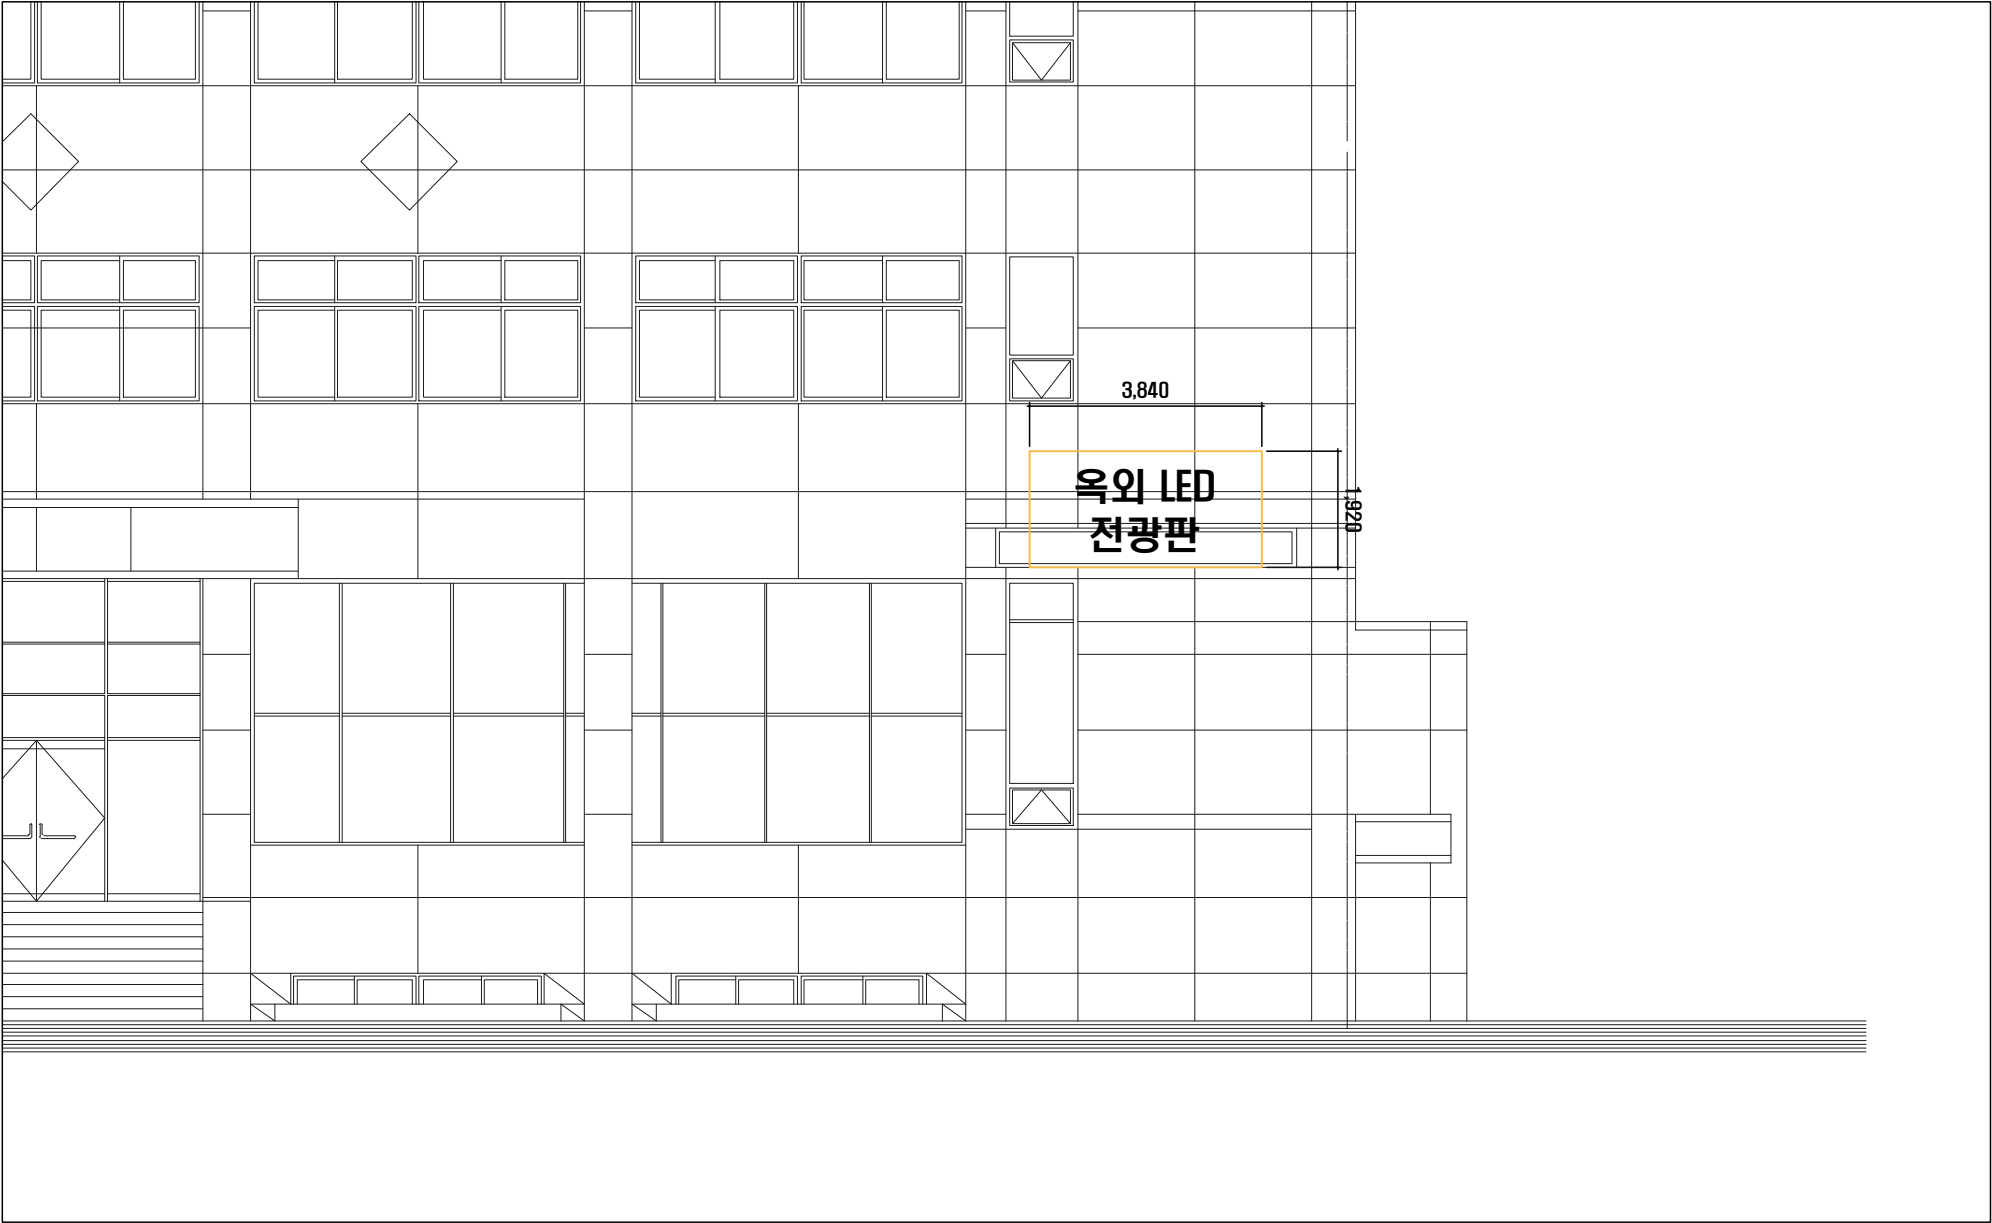

ARCH.DESIGNED BY 건축 설계	
STRU.DESIGNED BY 구조 설계	
ELEC.DESIGNED BY 전기 설계	
MECH.DESIGNED BY 기계 설계	
DRAWING BY 재 도	
CHEKED BY 기 사	
APPROVED BY 승 인	
SCALE 일 자	1 / NONE (A1) 1 / NONE (A3)
DATE 축척	2026. 09.
NAME OF DRAWING 도 면 명	호림관 계시시설 설치도
DRAWING NO. 도 면 번호	EP - 305
SHEET NO. 일련번호	
NAME OF FILES 와 일 명	



호림관 계시시설 설치도
SCALE(A1) : 1/NONE
SCALE(A3) : 1/NONE

주식회사 서원엠이씨
전문설계업1종제서울E-2-412호
건축전기설비기술사 김 병 준