


중곡동 73-16~73-49 외 3개소 도로열선 설치

SNOW MELTING


순번	구 간	설치위치	설치용량	도면번호
1	긴고랑로46길	중곡동73-16~73-49	40kW	
2	영화사로15길	구의동16-9~552-18	54kW	
3	긴고랑로47길	중곡동72-121~72-139	12kW	
4	능동로59길	중곡동169-8~169-80	24kW	

도로열선 설치 상세도

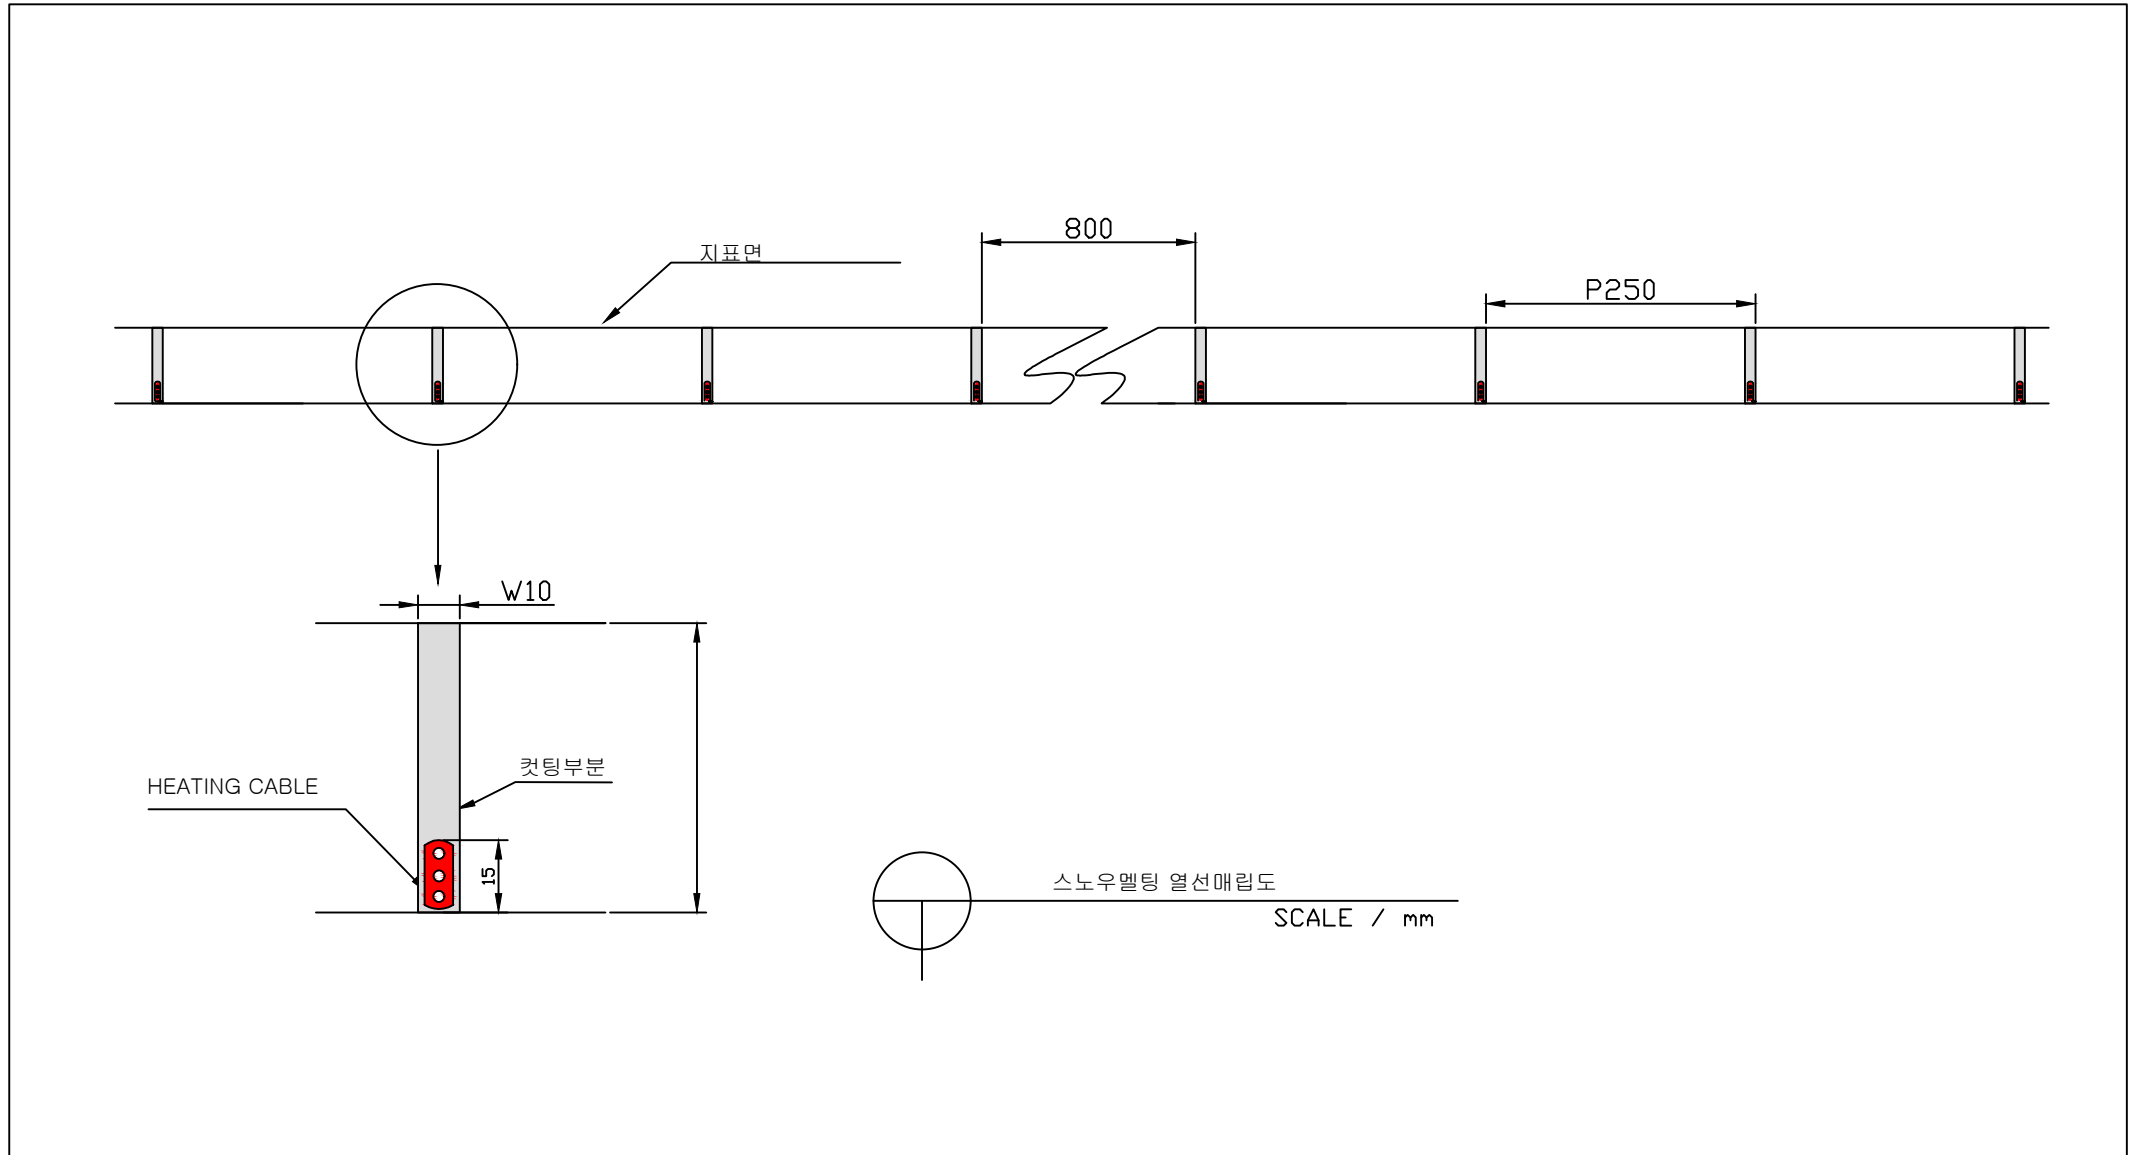

공 사 명	시 행 청	납 품 회 사	축 척	설 계 일 자	설 치 장 소	도 면 명
중곡동 73-16~73-49 외 3개소 도로열선 설치	광진구청	CES주식회사 전북 완주군 봉동읍 테크노밸리로 485 TEL : (063) 214-3087, FAX : (063) 213-3087 대표이사 : 김 준 구 (인)		2026.08.20	중곡동 73-16~73-49 외 3개소	도로열선 설치 상세도

도로열선 설치 평면도

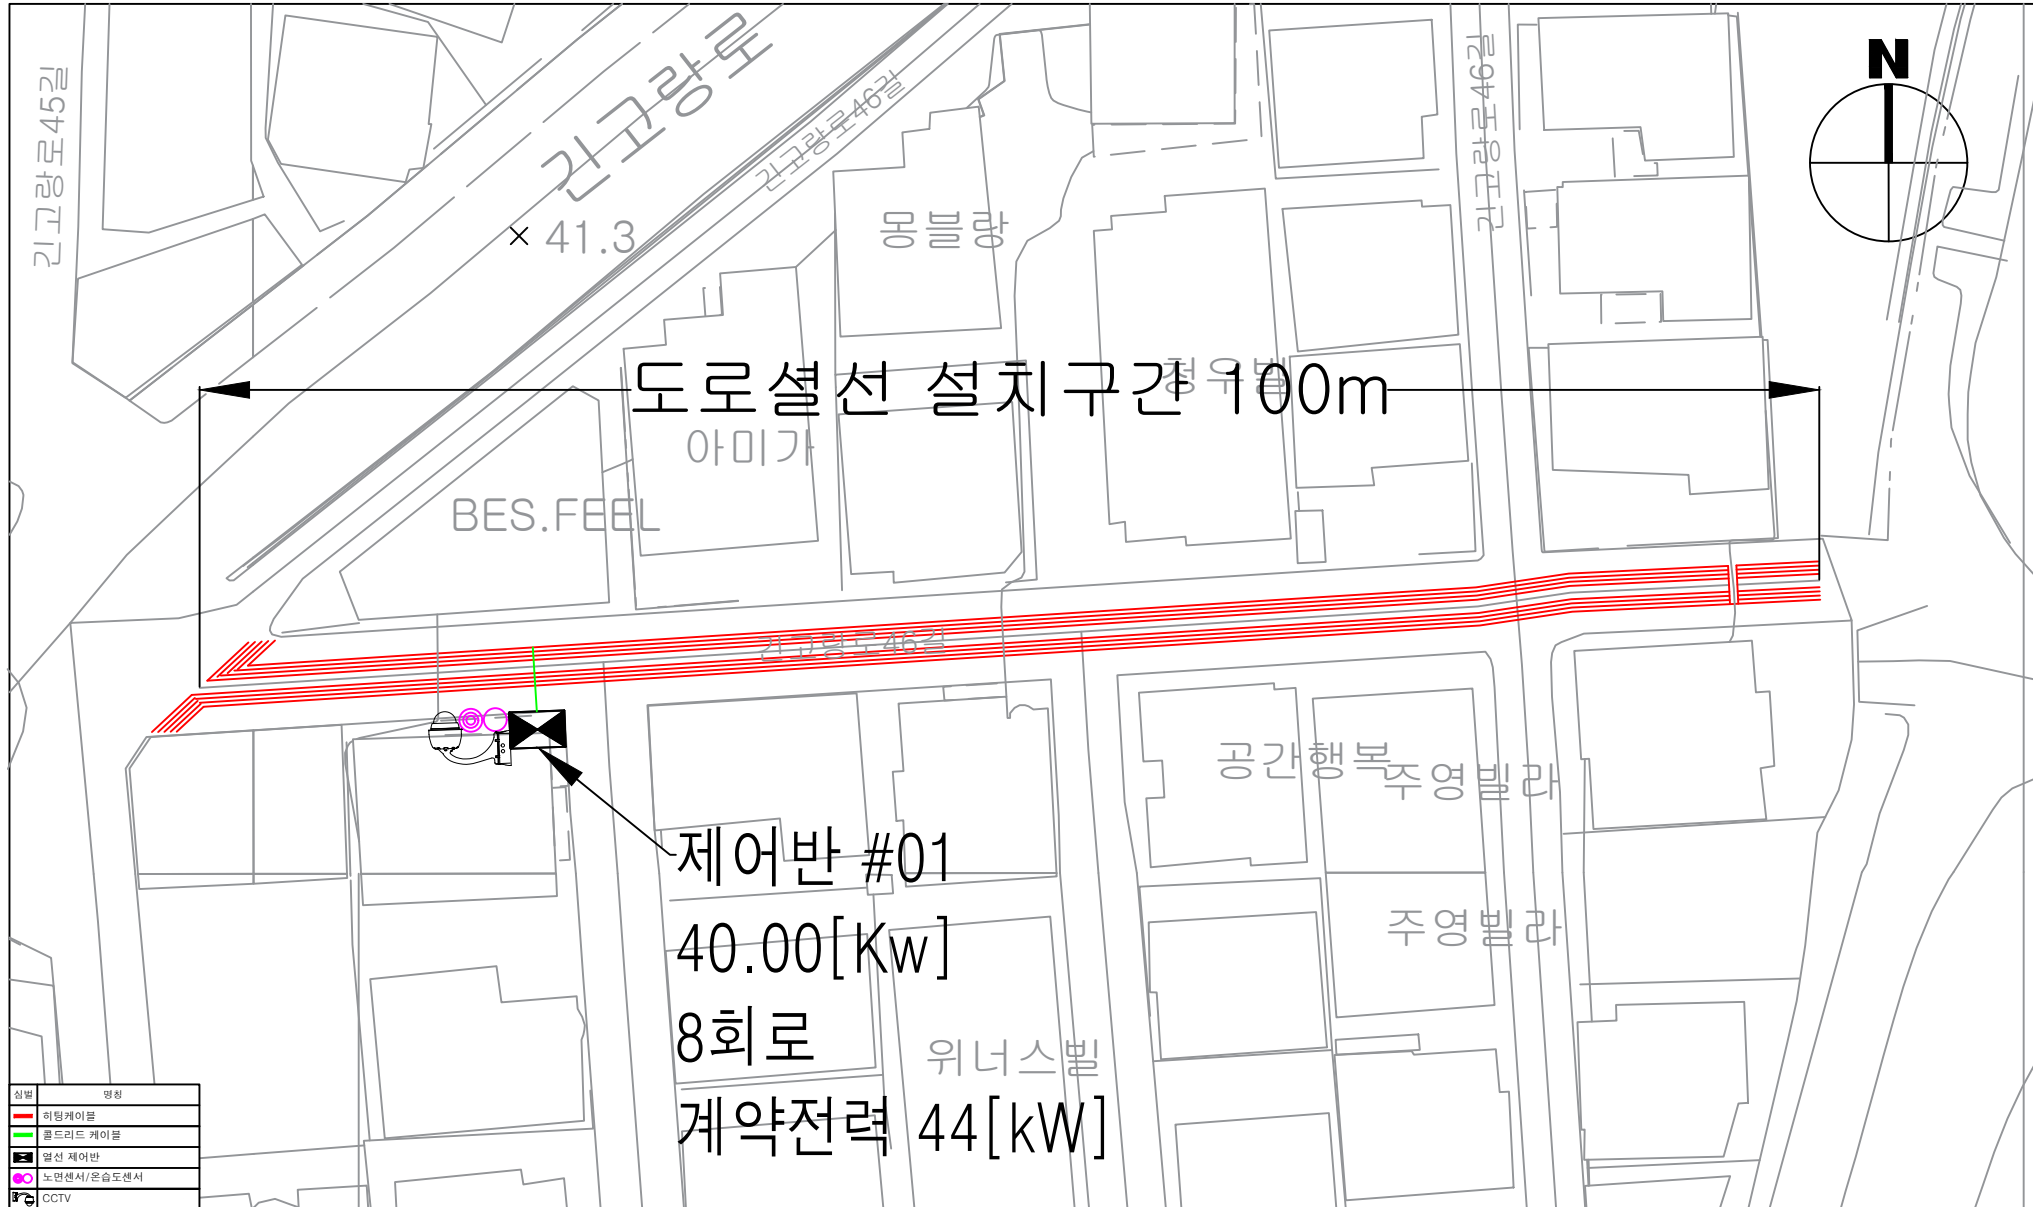


공 사 명	시 행 청	납 품 회 사	축 척	설 계 일 자	설 치 장 소	도 면 명
중곡동 73-16~73-49 외 3개소 도로열선 설치	서울시 광진구청	CES주식회사 전북 완주군 봉동읍 태크노밸리로 485 TEL : (063) 214-3087, FAX : (063) 213-3087 대표이사 : 김 준 구 (인)	1:1000	2026.08.20	중곡동73-16~73-49	도로열선 설치 평면도

도로열선 설치 평면도




공 사 명	시 행 청	납 품 회 사	축 척	설 계 일 자	설 치 장 소	도 면 명
중곡동 73-16~73-49 외 3개소 도로열선 설치	서울시 광진구청	CES주식회사 전북 완주군 봉동읍 태크노밸리로 485 TEL : (063) 214-3087, FAX : (063) 213-3087 대표이사 : 김 준 구 (인)	1:1000	2026.08.20	구의동 16-9~552-18	도로열선 설치 평면도

도로열선 설치 평면도

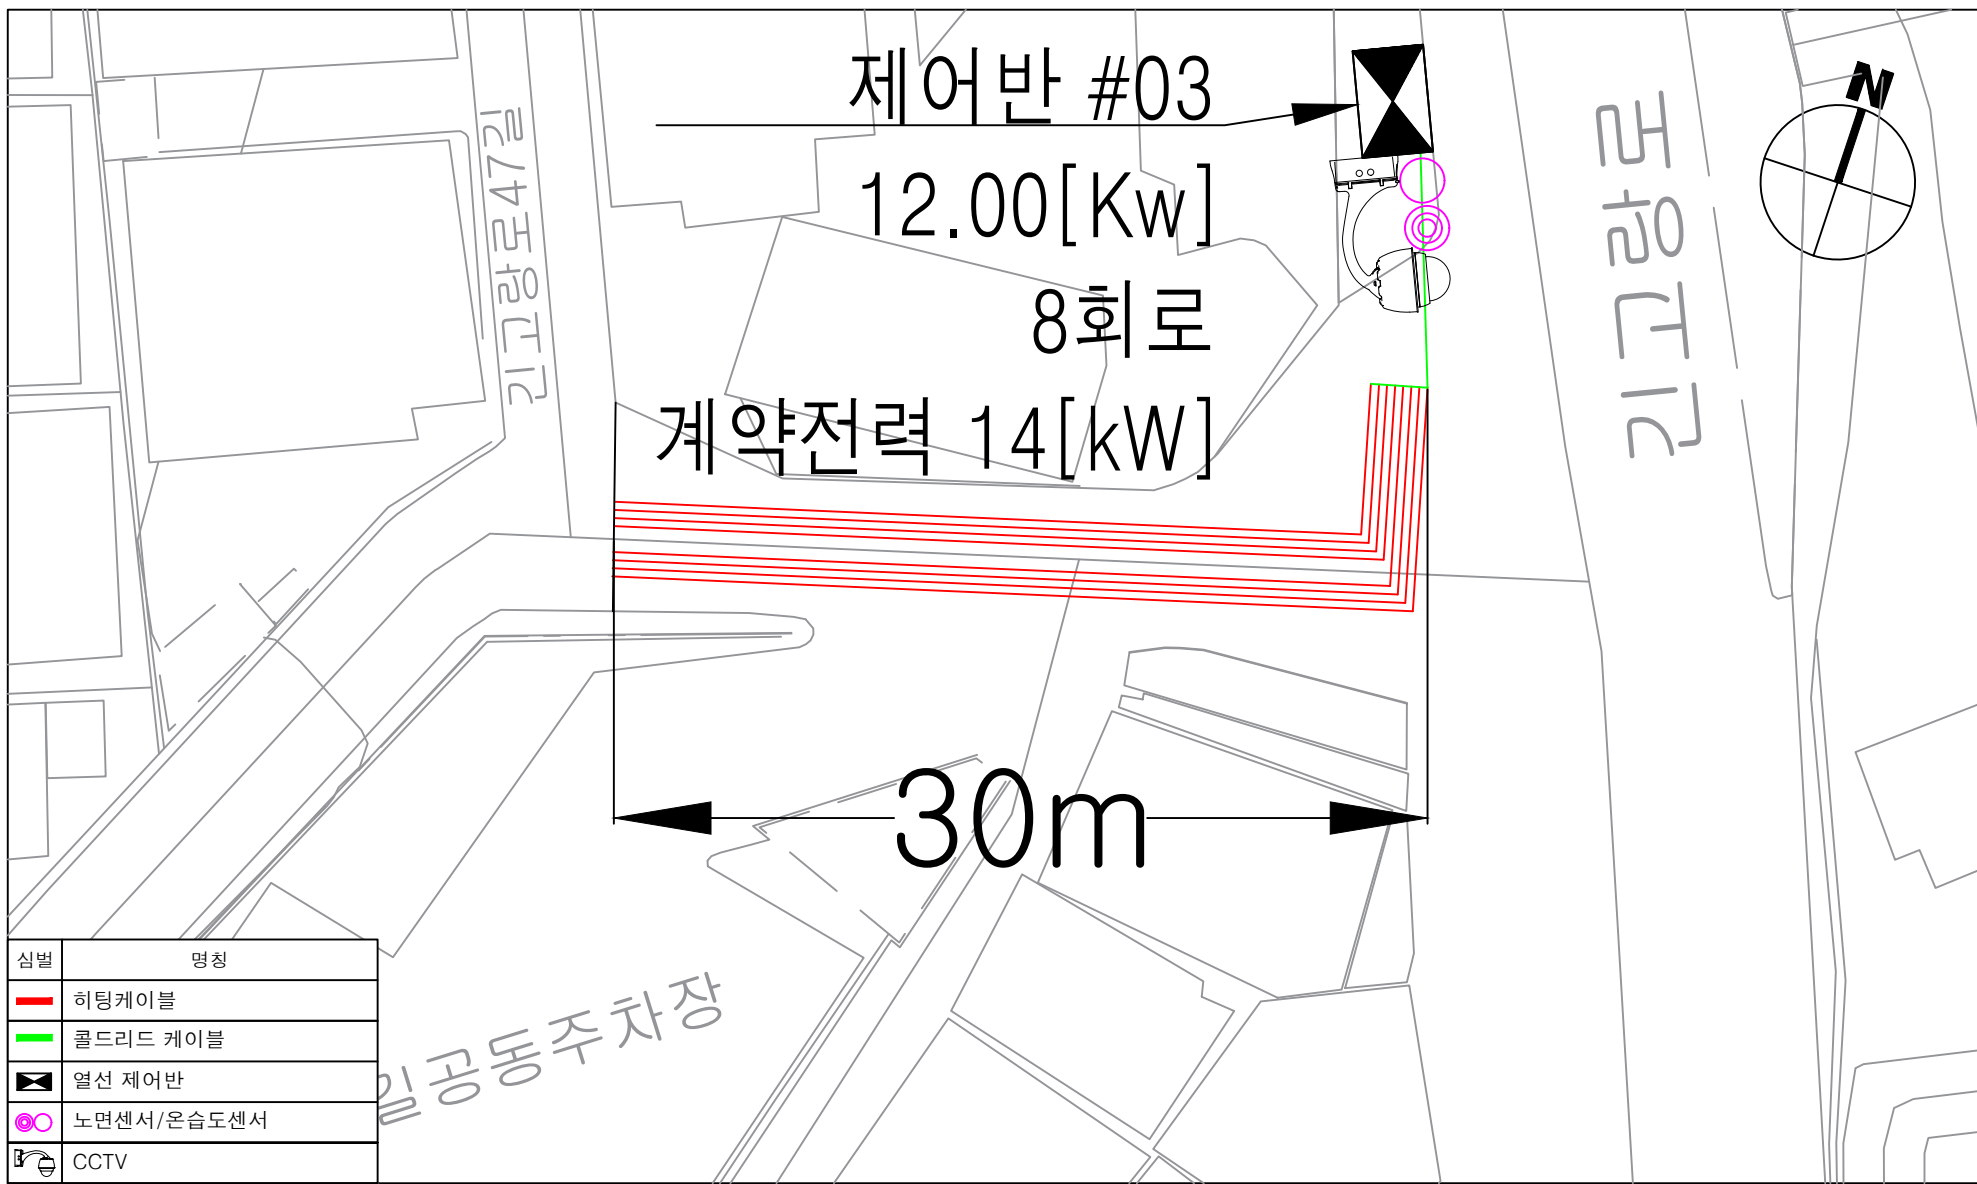

공 사 명	시 행 청	납 품 회 사	축 척	설 계 일 자	설 치 장 소	도 면 명
중곡동 73-16~73-49 외 3개소 도로열선 설치	서울시 광진구청	CES주식회사 전북 완주군 봉동읍 태크노밸리로 485 TEL : (063) 214-3087, FAX : (063) 213-3087 대표이사 : 김 준 구 (인)	1:1000	2026.08.20	중곡동 72-121~72-139	도로열선 설치 평면도

도로열선 설치 평면도

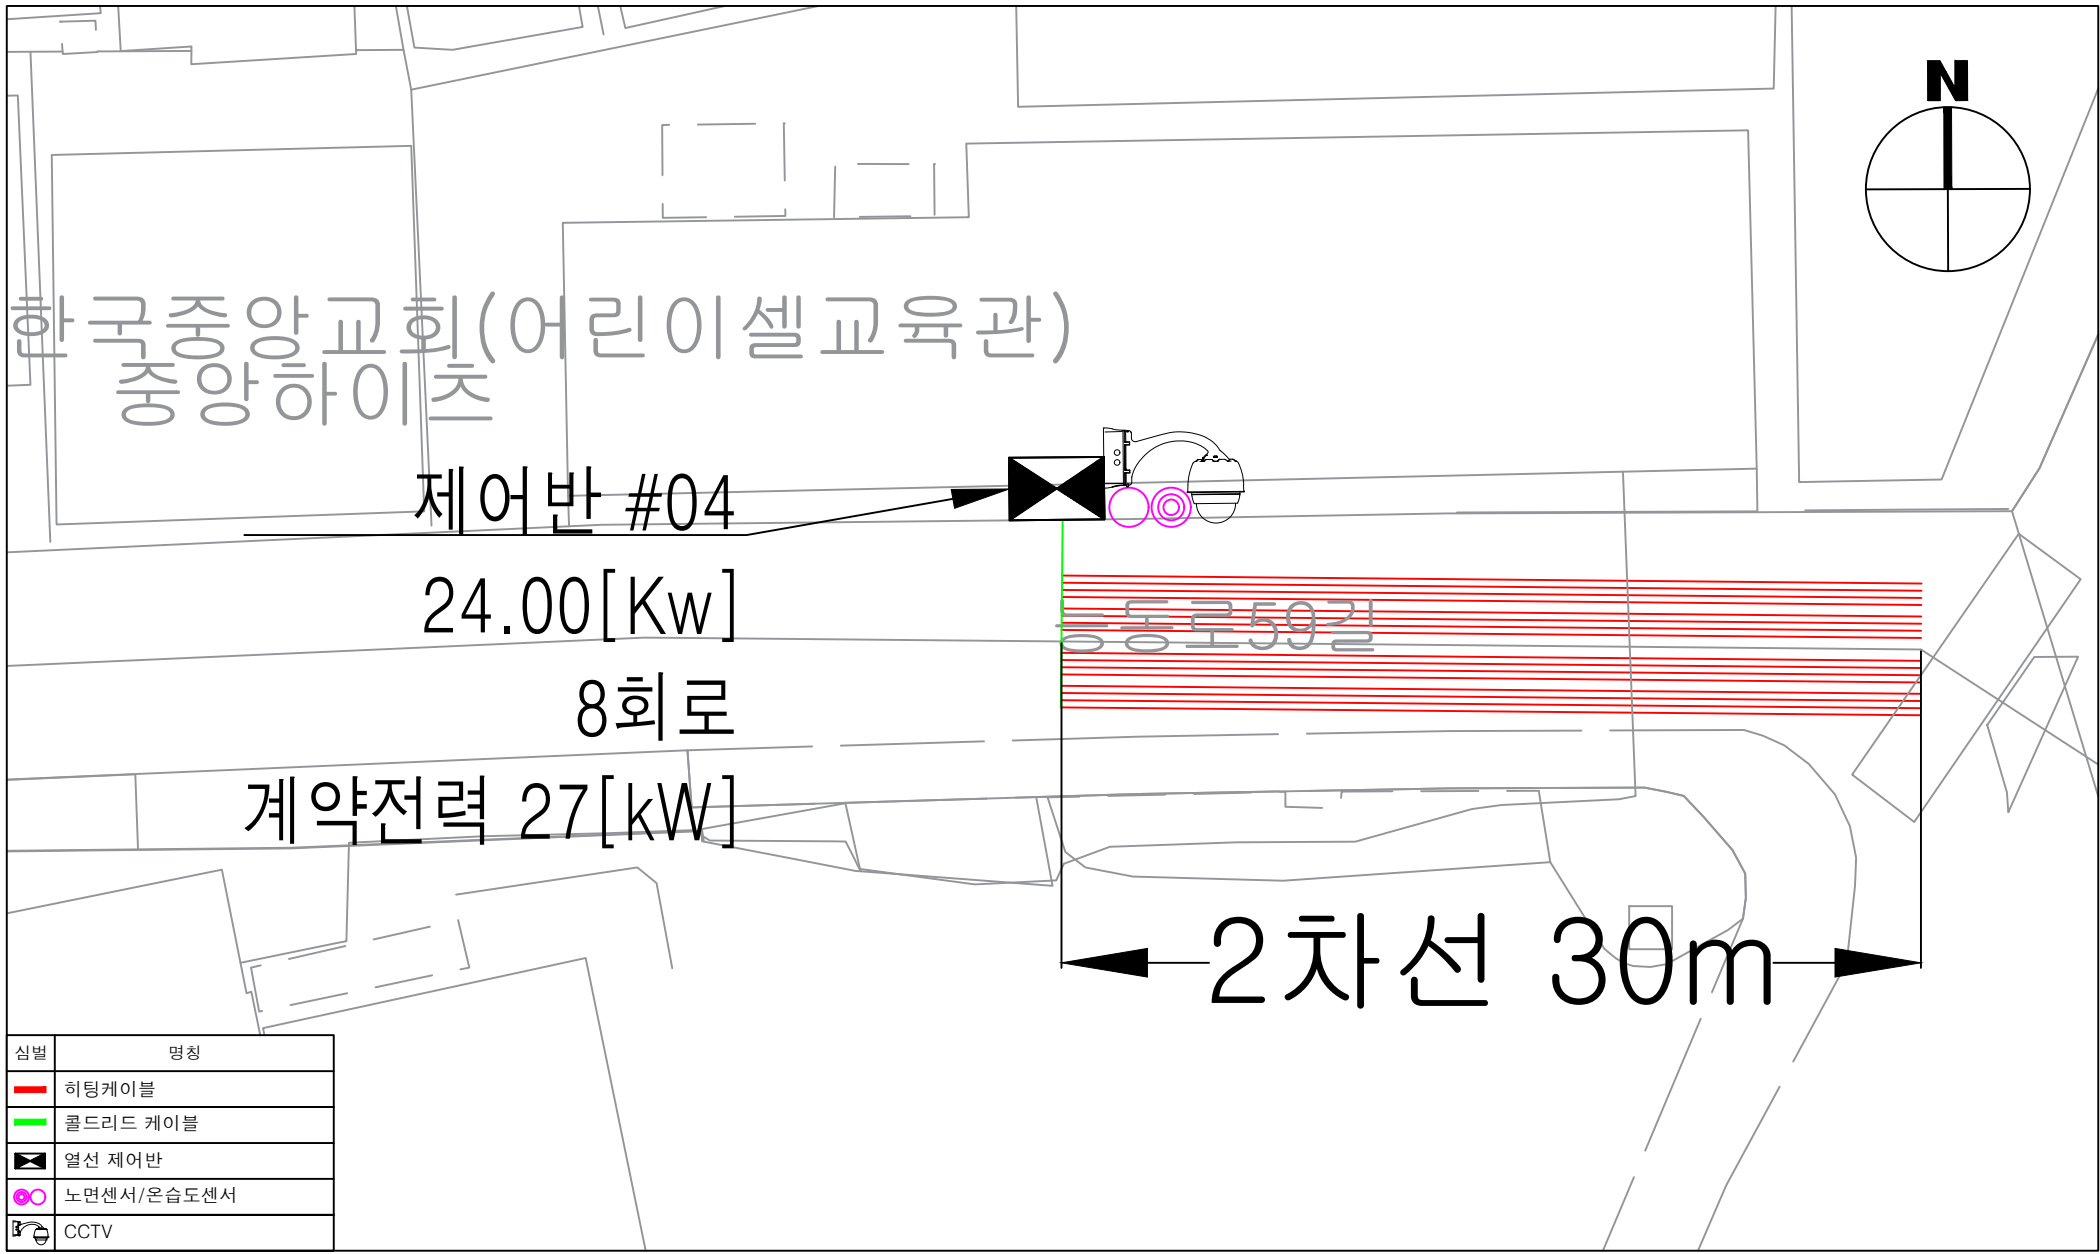

공 사 명	시 행 청	납 품 회 사	축 척	설 계 일 자	설 치 장 소	도 면 명
중곡동 73-16~73-49 외 3개소 도로열선 설치	서울시 광진구청	CES주식회사 전북 완주군 봉동읍 태크노밸리로 485 TEL : (063) 214-3087, FAX : (063) 213-3087 대표이사 : 김 준 구 (인)	1:1000	2026.08.20	중곡동 169-8~169-80	도로열선 설치 평면도