


2026년 양천구 도로열선 설치사업(4권역)

2026.7.

서울특별시양천구청

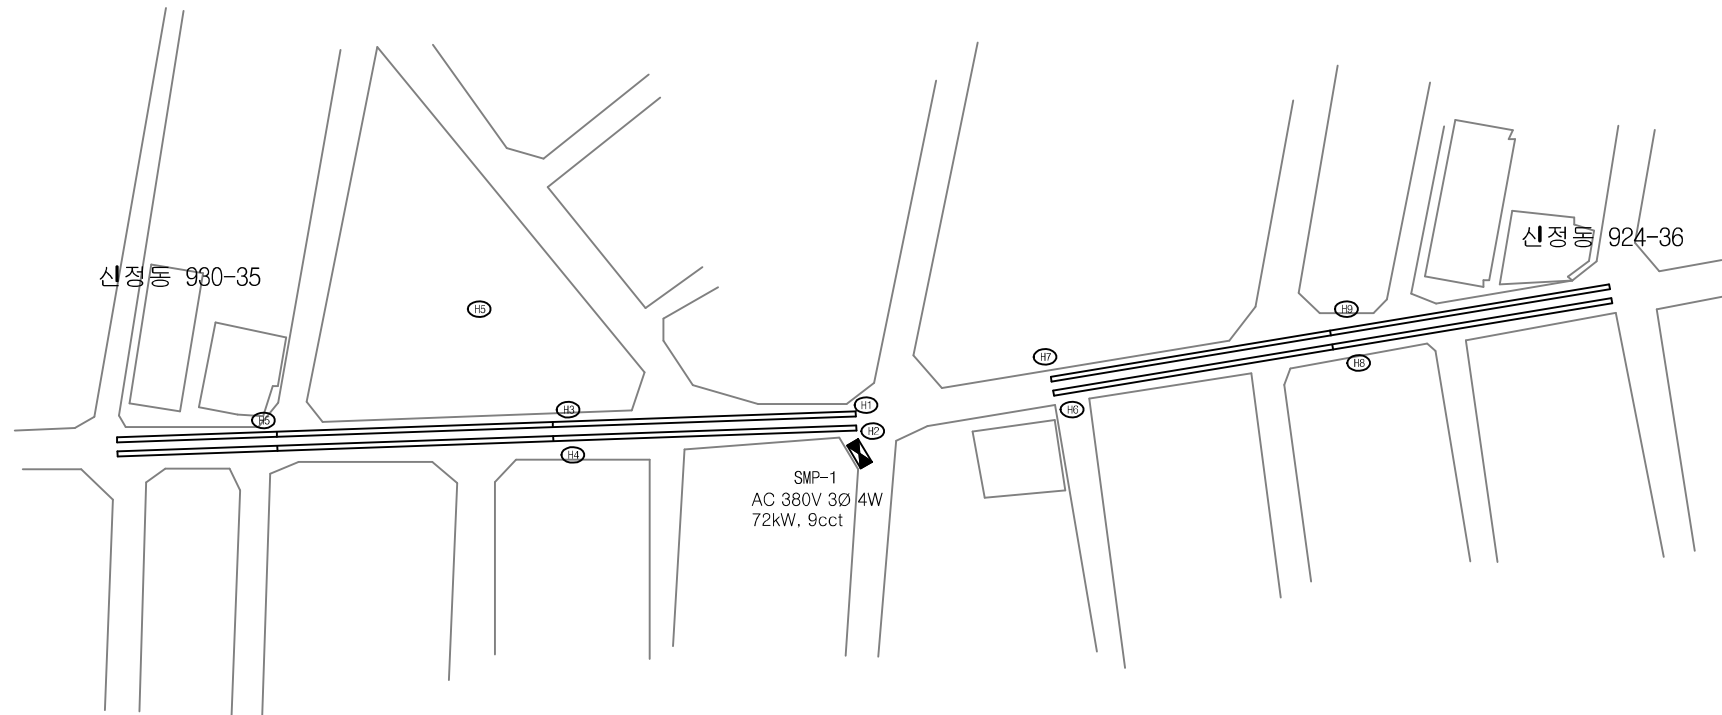

열선 설치 평면도
S / NS

서울특별시 양천구청

NOTE.

신정동 924-36~930-35

TITLE 도면명

열선설치 평면도

SCALE 축척

NS

APPROVED

승인

DESIGNED

설계

CHKD

검토

DATE

날짜

NO.

번호

DATE

날짜

NO.

번호

REVISION DESCRIPTION

개정내역

DATE

날짜

NO.

번호

B.S.C. NO.

분류번호

DATE

날짜

NO.

번호

DATE

날짜

NO.

번호

DATE

날짜

REV. NO.

개정번호

DATE


날짜

NO.


번호



Dong Yang Total Power Tech
서울시 동대문구 장한로 18
TEL : 02-3407-1791-3
FAX : 02-3407-1725

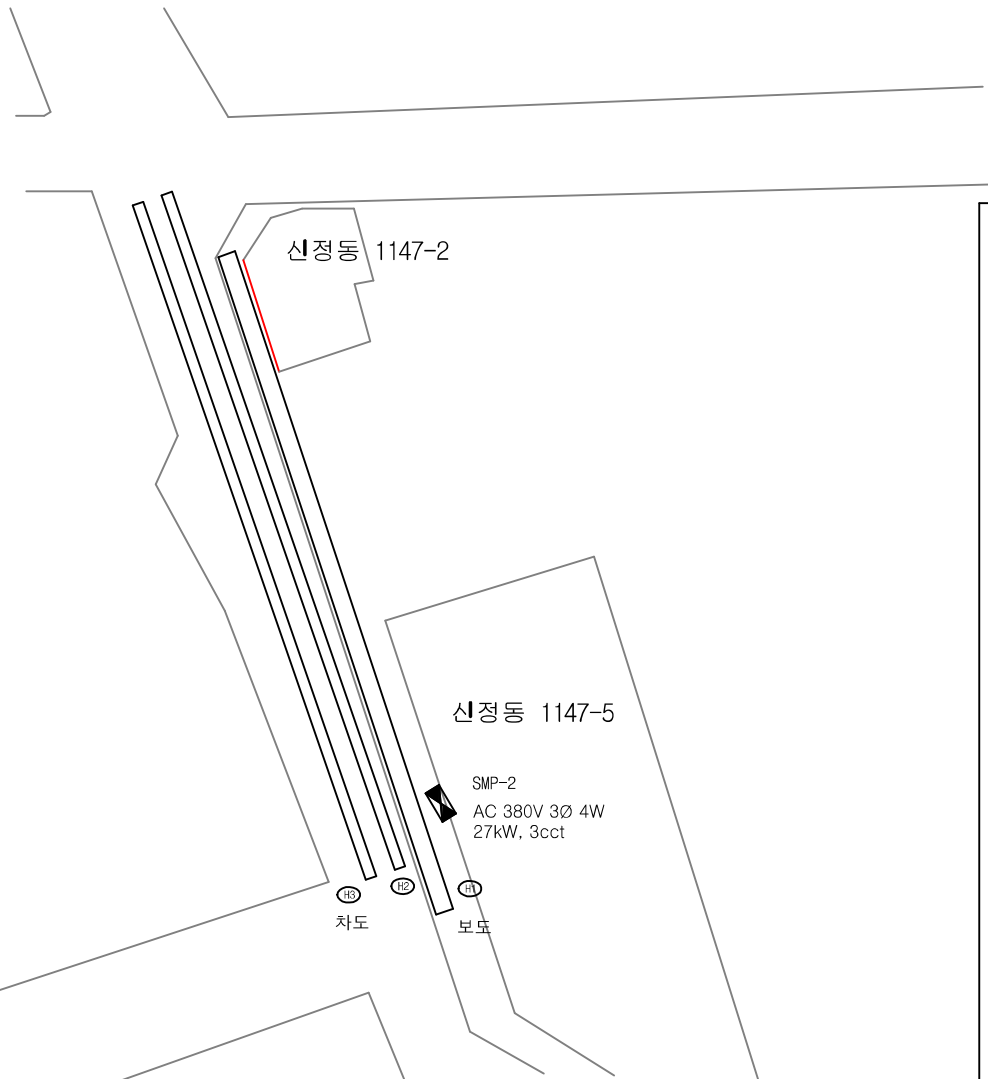

열선 설치 평면도
S / NS

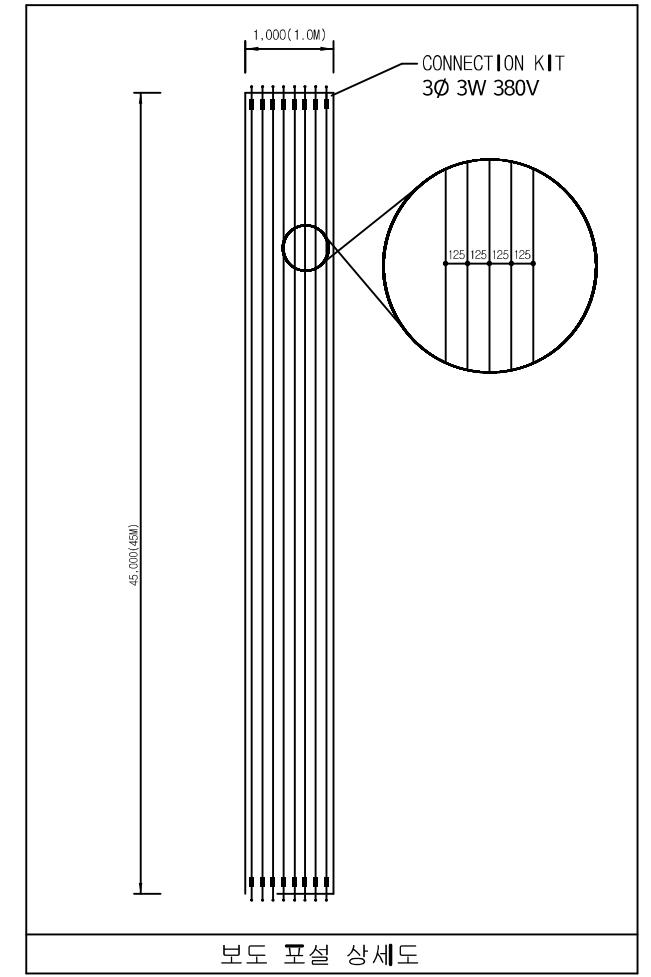

서울특별시 양천구청

NOTE.

신정동 1147-2~1147-5


TITLE 도면명 열선설치 평면도
SCALE 축척 NS

APPROVED 승인	DATE 날짜	NO.	DATE	REVISION DESCRIPTION	B.B.C NO. 분류번호
DESIGNED 설계		△			DWG. NO. 도면번호 E - 04
CHECK 검토		△			SHEET NO. 열선번호 REV. NO. 열선번호



(주)두은에너지원

Dong Yang Total Power Tech
서울시 동대문구 장안로 18
TEL : 02-3407-1791-3
FAX : 02-3407-1725

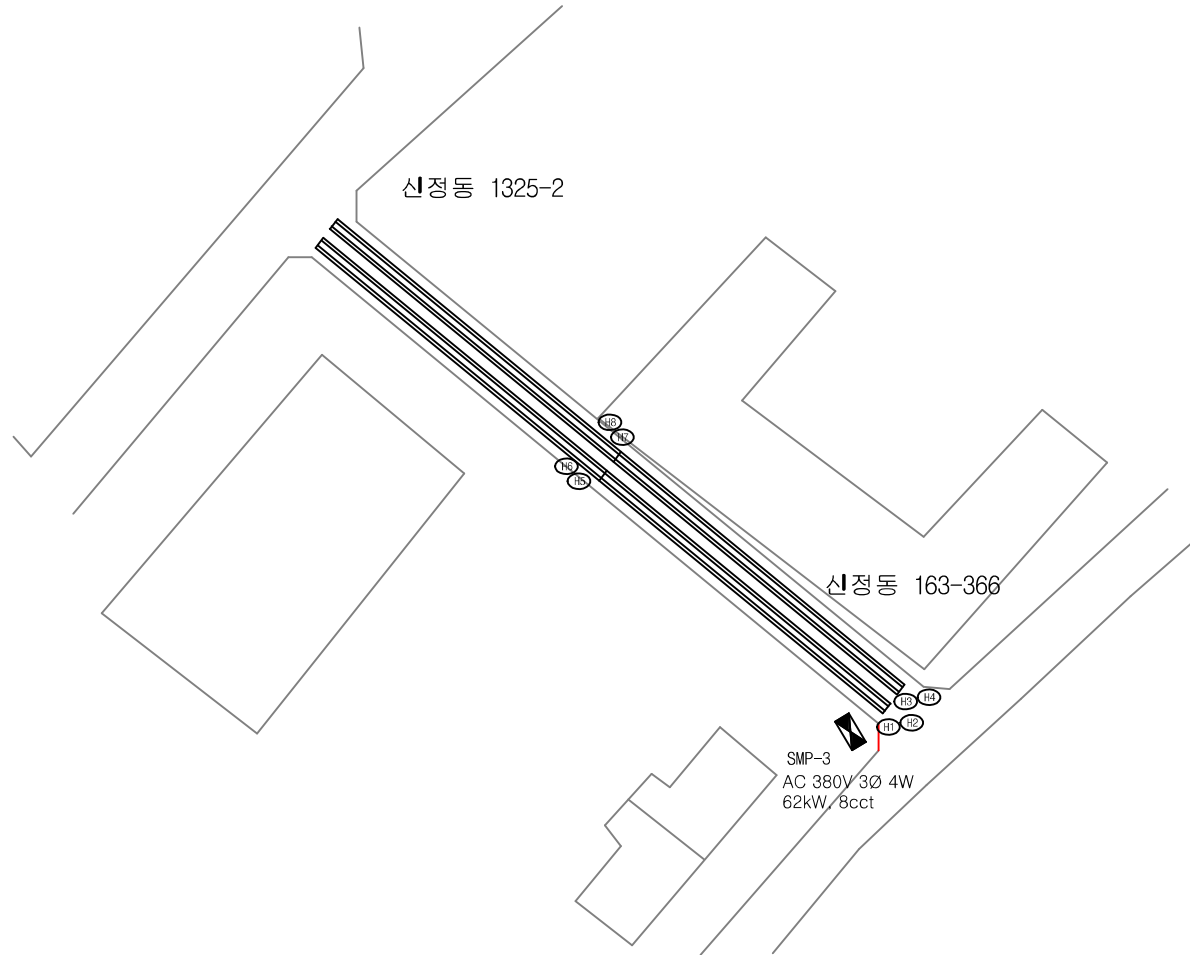

열선 설치 평면도
S / NS

서울특별시 양천구청

NOTE.

신정동 1325-2~163-36

TITLE 도면명

열선설치 평면도

SCALE 축척

NS

APPROVED

승인

DESIGNED

설계

CHECKED

검토

DATE

날짜

NO.

번호

DATE

날짜

NO.

번호

REVISION DESCRIPTION

개정내역

B.B.C NO.

분류번호

DRG. NO.

도면번호

SHEET NO.

장번호

REV. NO.

개정번호

REV. NO.



개정번호

REV. NO.

개정번호




Dong-Yang Total Power Tech
서울시 동대문구 장안로 18
TEL : 02-3407-1791-3
FAX : 02-3407-1725

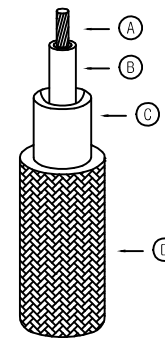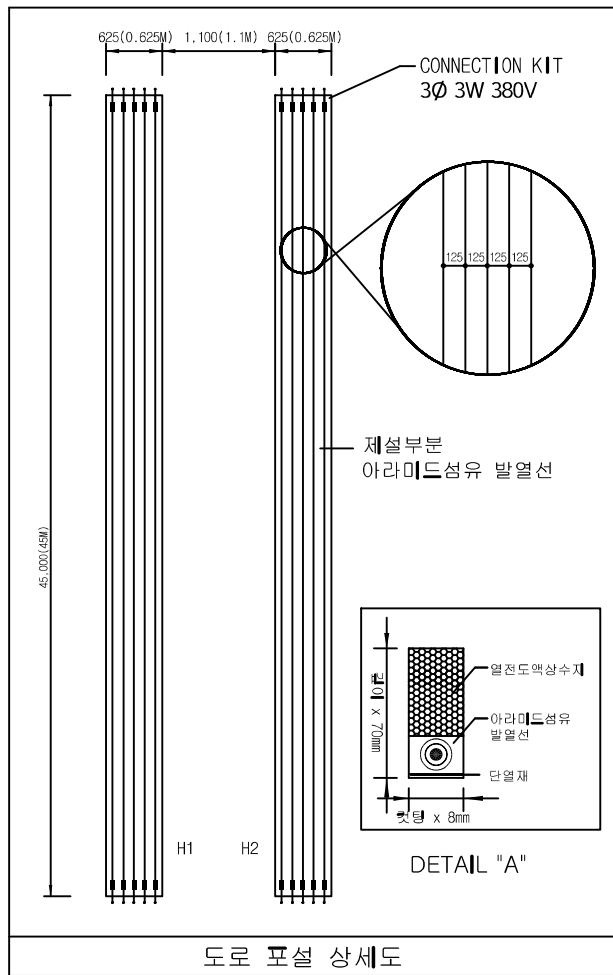


강화아라미드섬유 발열선

- ① 도체(강화 아라미드 스테인리스화이버)
- ② 1차절연피복(불소수지: PFA)
- ③ 2차절연피복(폴리우레탄)
- ④ 보호피복(SUS 편조 망)

CABLE DETAIL

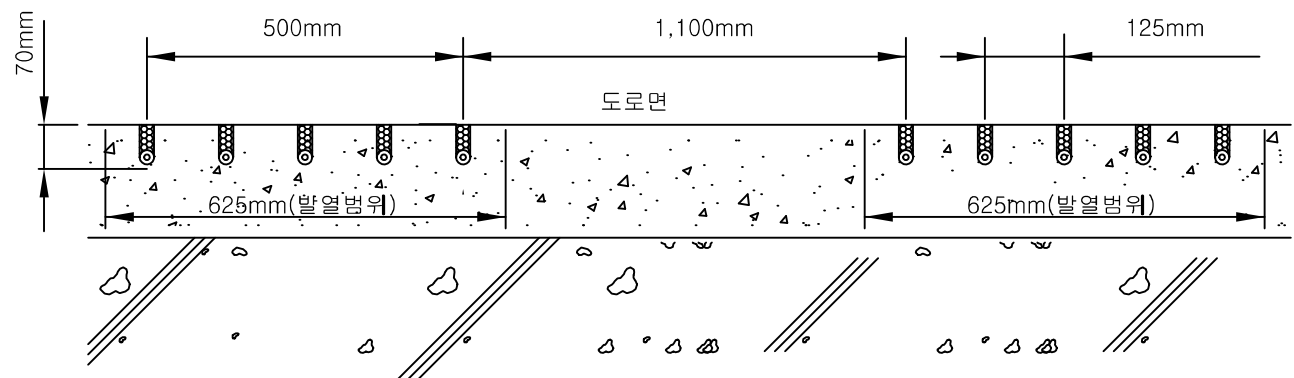

FLOOR SECTION DETAIL

 

서울특별시 양천구청

NOTE.

아라미드섬유 발열선 설치 상세도

TITLE 도면명

열선설치 평면도

SCALE 축척

NS

APPROVED 승인

DESIGNED 설계

CHKD 검토

설계

DATE 날짜

NO. 번호

DATE 날짜

△

△

REVISION DESCRIPTION

B.B.C NO.

분류번호

DRG. NO.

도면번호

E - 05

SHEET NO.

발행번호

REV. NO.

△



Dong Yang Total Power Tech
서울시 동대문구 장한로 18
TEL : 02-3407-1791-3
FAX : 02-3407-1725