

동호로17길 81 ~ 95외 1개소 도로열선 설치공사

SNOW MELTING


순번	구 간	설치위치	설치용량	도면번호
1	동호로17길	동호로17길 81 ~ 95	32.68 KW (8회로)	01
2	동호로 233	동호로233 ~ 17길19	34.60 KW (8회로)	02
3				

도로열선 설치 평면도(동호로17길 81)




공 사 명	시 행 청	납 품 회 사	축 척	설 계 일 자	도 면 명
동호로17길 81 ~ 95외 1개소 도로열선 설치공사	중구청	CES주식회사 전북 완주군 봉동읍 테크노밸리로 485 TEL : (063) 214-3087, FAX : (063) 213-3087 대표이사 : 김 준 구 (인)	1:1000	2026.07.06	도로열선 설치 상세도

도로열선 설치 평면도(동호로 233)

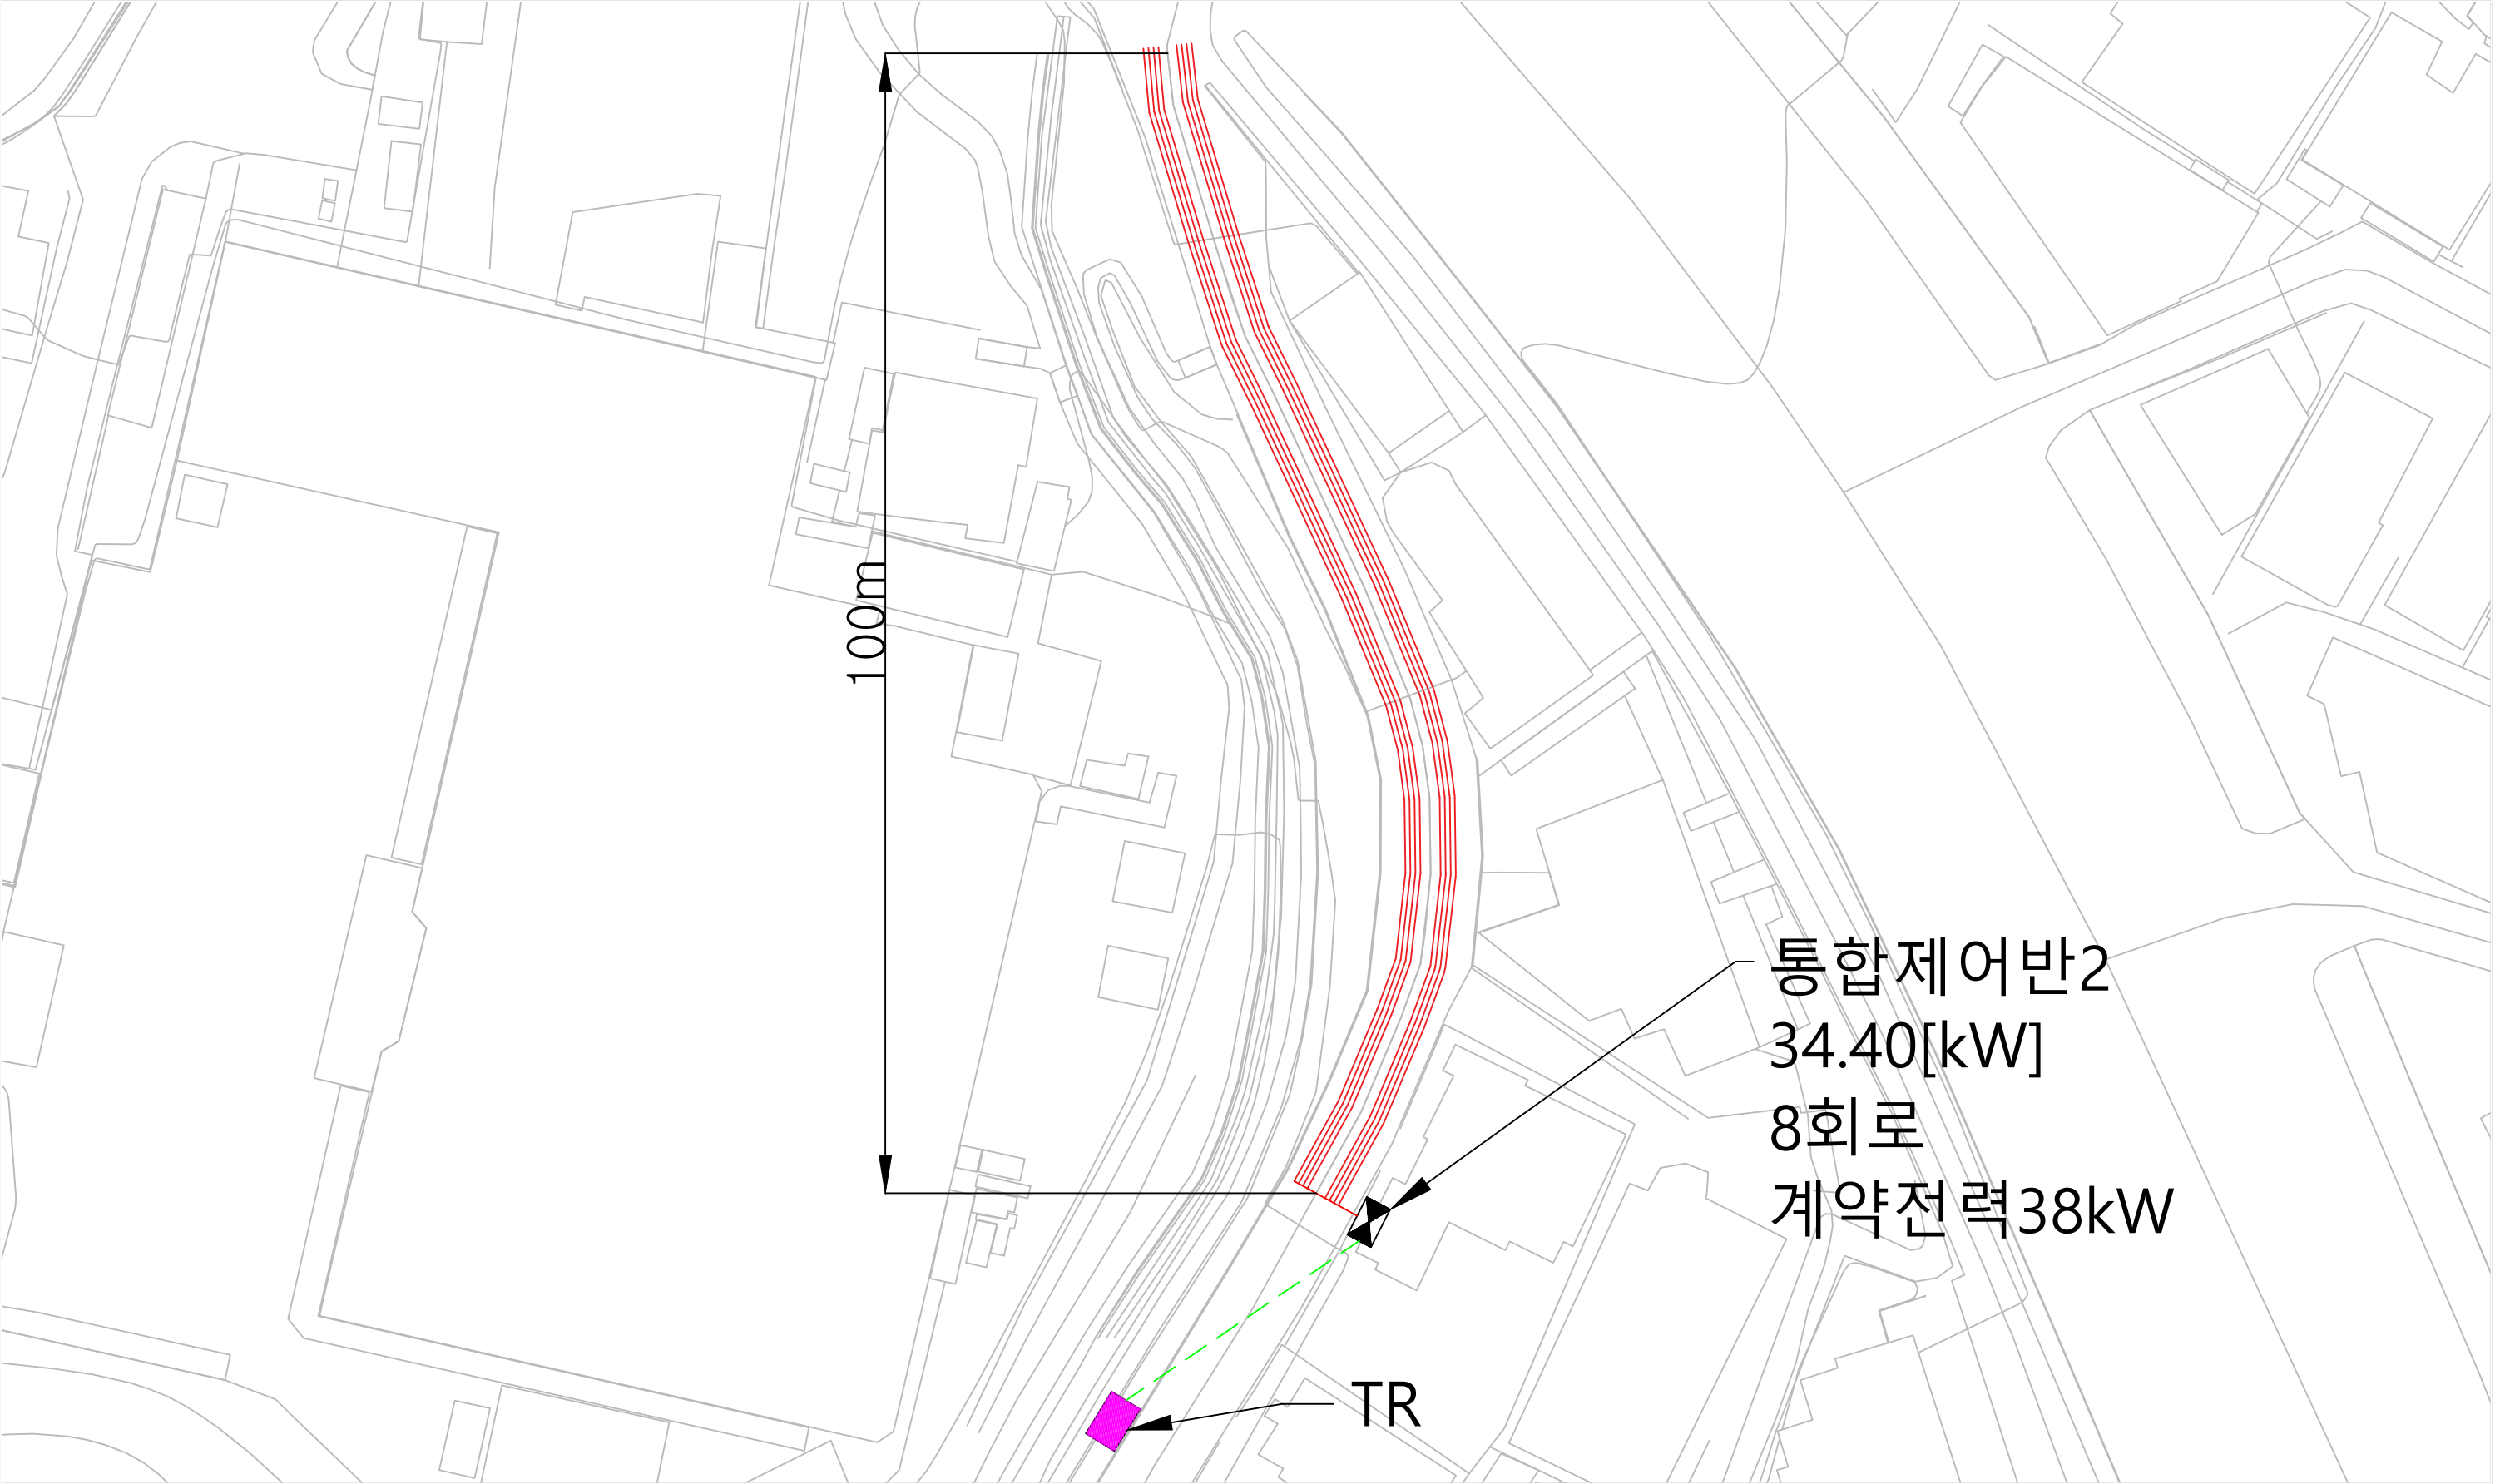

공 사 명	시 행 청	납 품 회 사	축 척	설 계 일 자	도 면 명
동호로17길 81 ~ 95외 1개소 도로열선 설치공사	중구청	CES주식회사 전북 완주군 봉동읍 테크노밸리로 485 TEL : (063) 214-3087, FAX : (063) 213-3087 대표이사 : 김 준 구 (인)	1:1000	2026.07.06	도로열선 설치 상세도

도로열선 설치 단면도

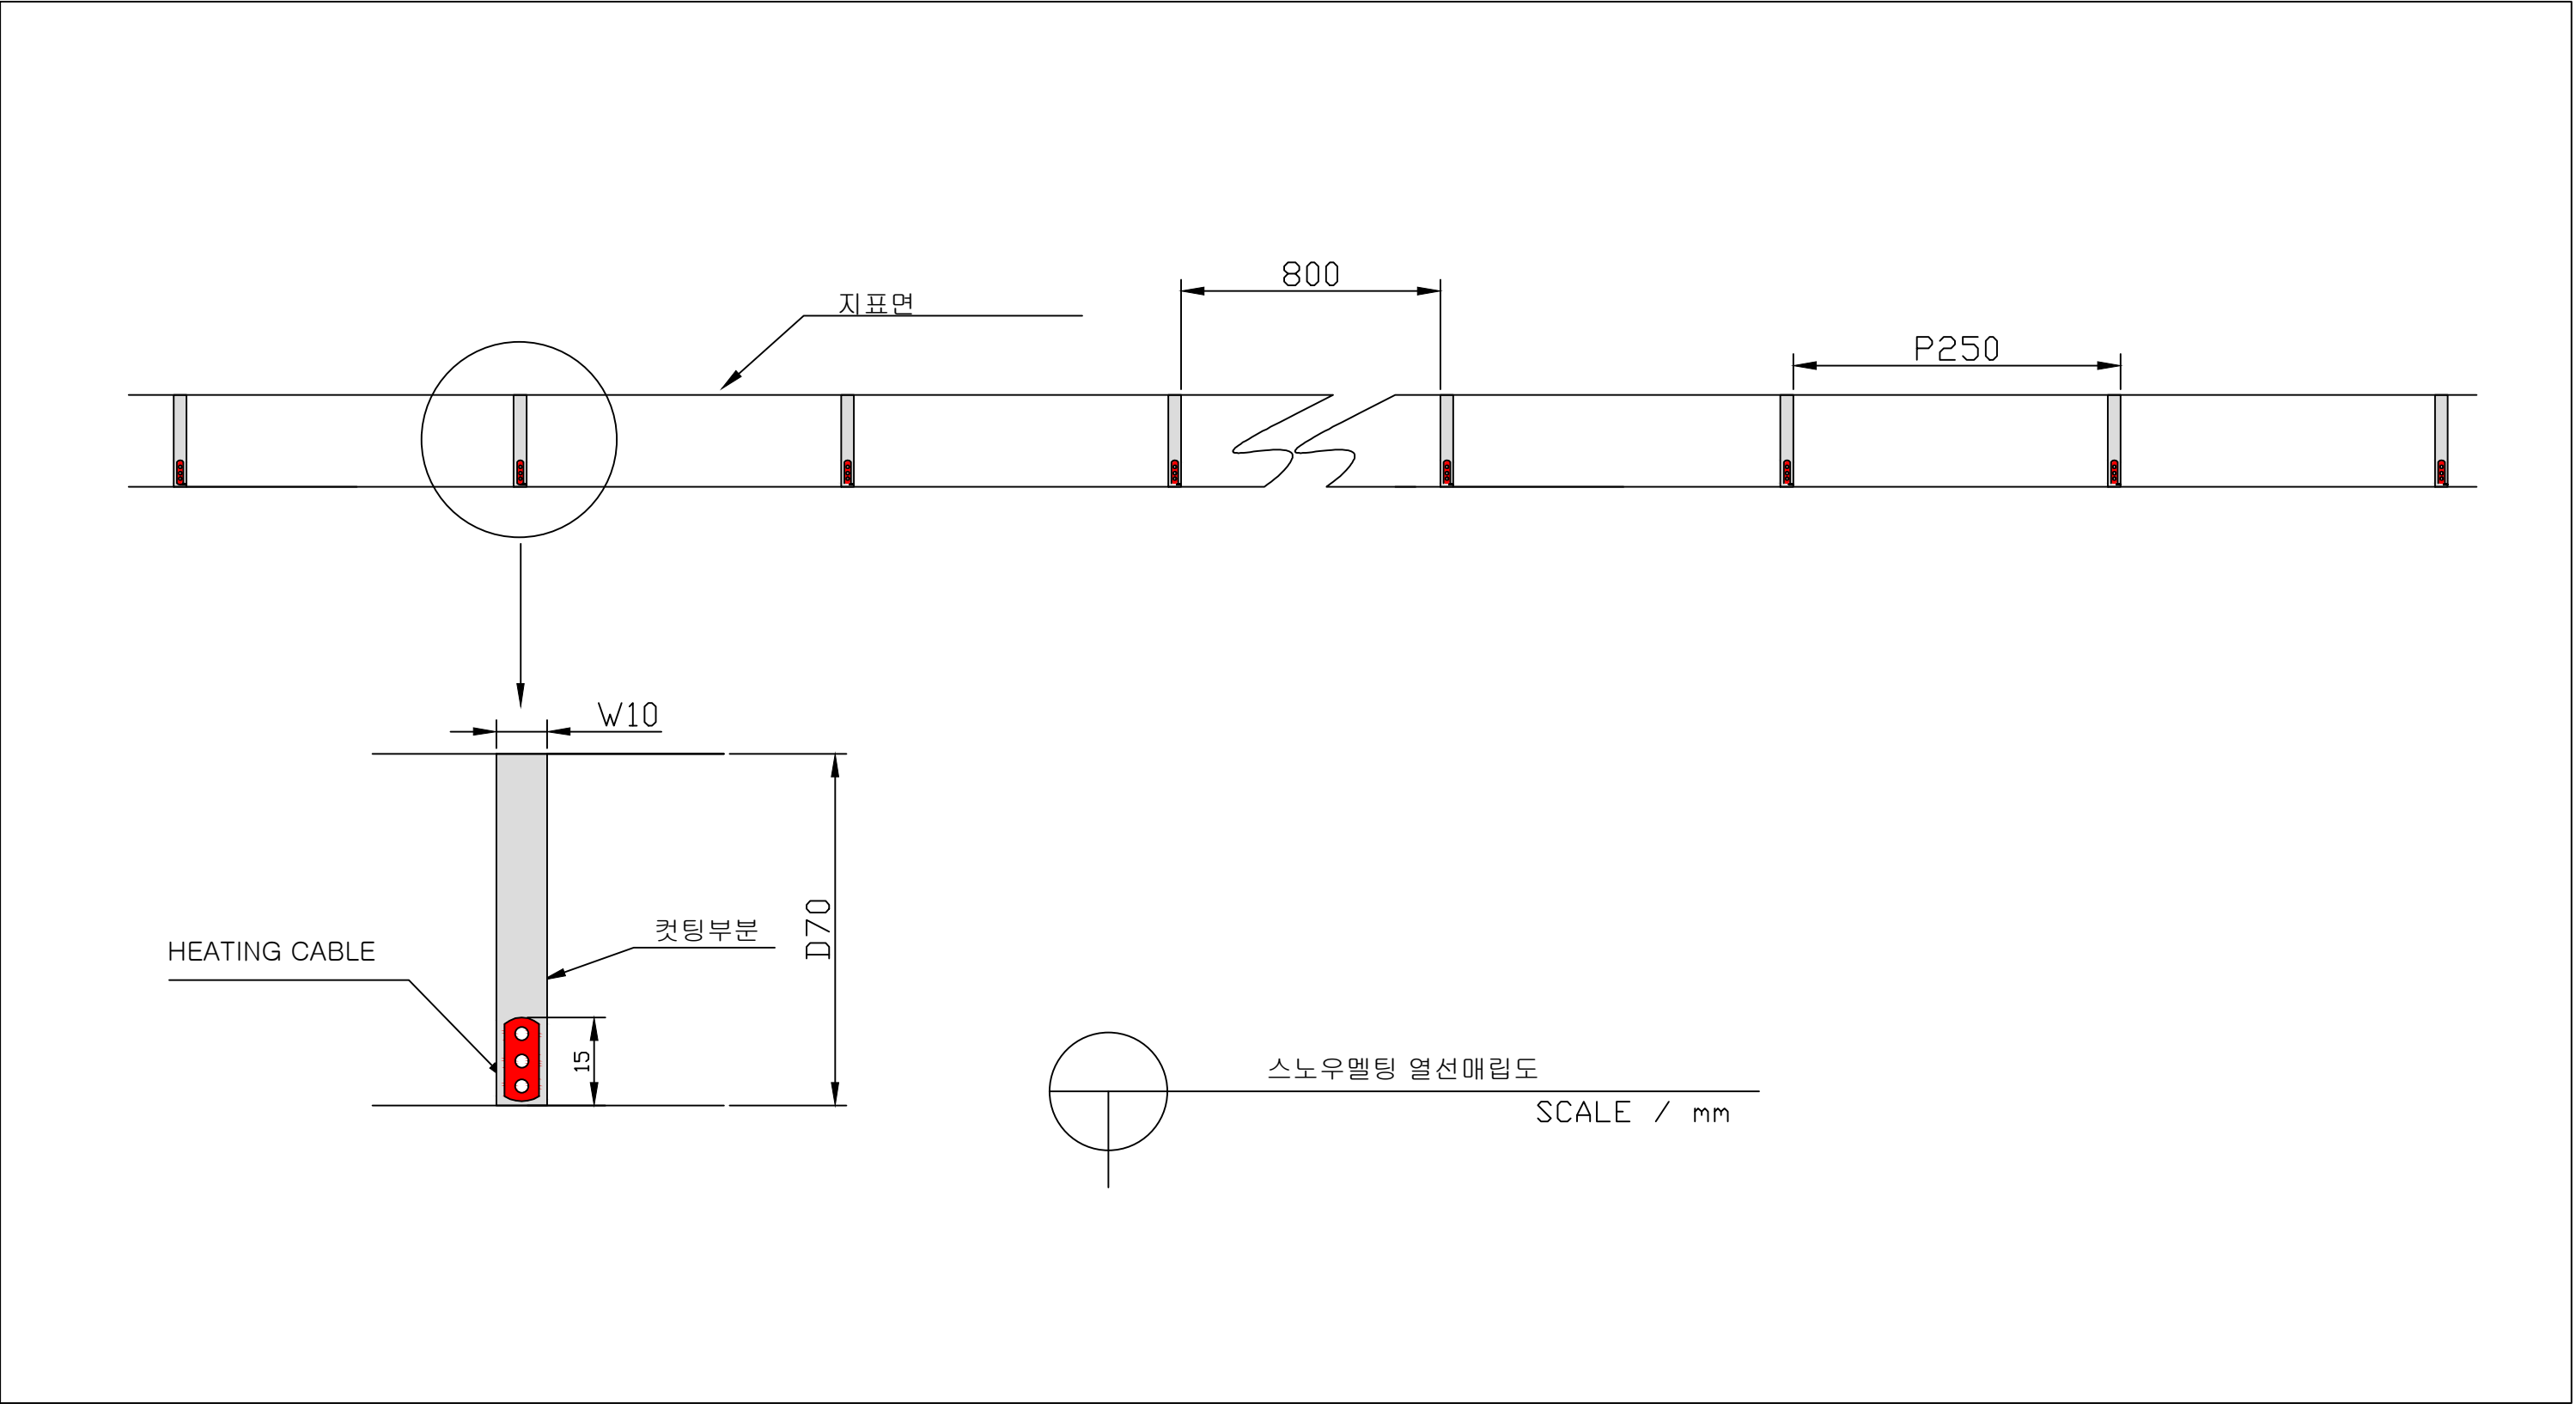

공 사 명	시 행 청	납 품 회 사	축 척	설 계 일 자	도 면 명
동호로17길 81 ~ 95외 1개소 도로열선 설치공사	중구청	CES주식회사 전북 완주군 봉동읍 테크노밸리로 485 TEL : (063) 214-3087, FAX : (063) 213-3087 대표이사 : 김 준 구 (인)	1:1000	2026.06.15	도로열선 설치 상세도